



ESTRATTO CTR - SCALA 1:10000

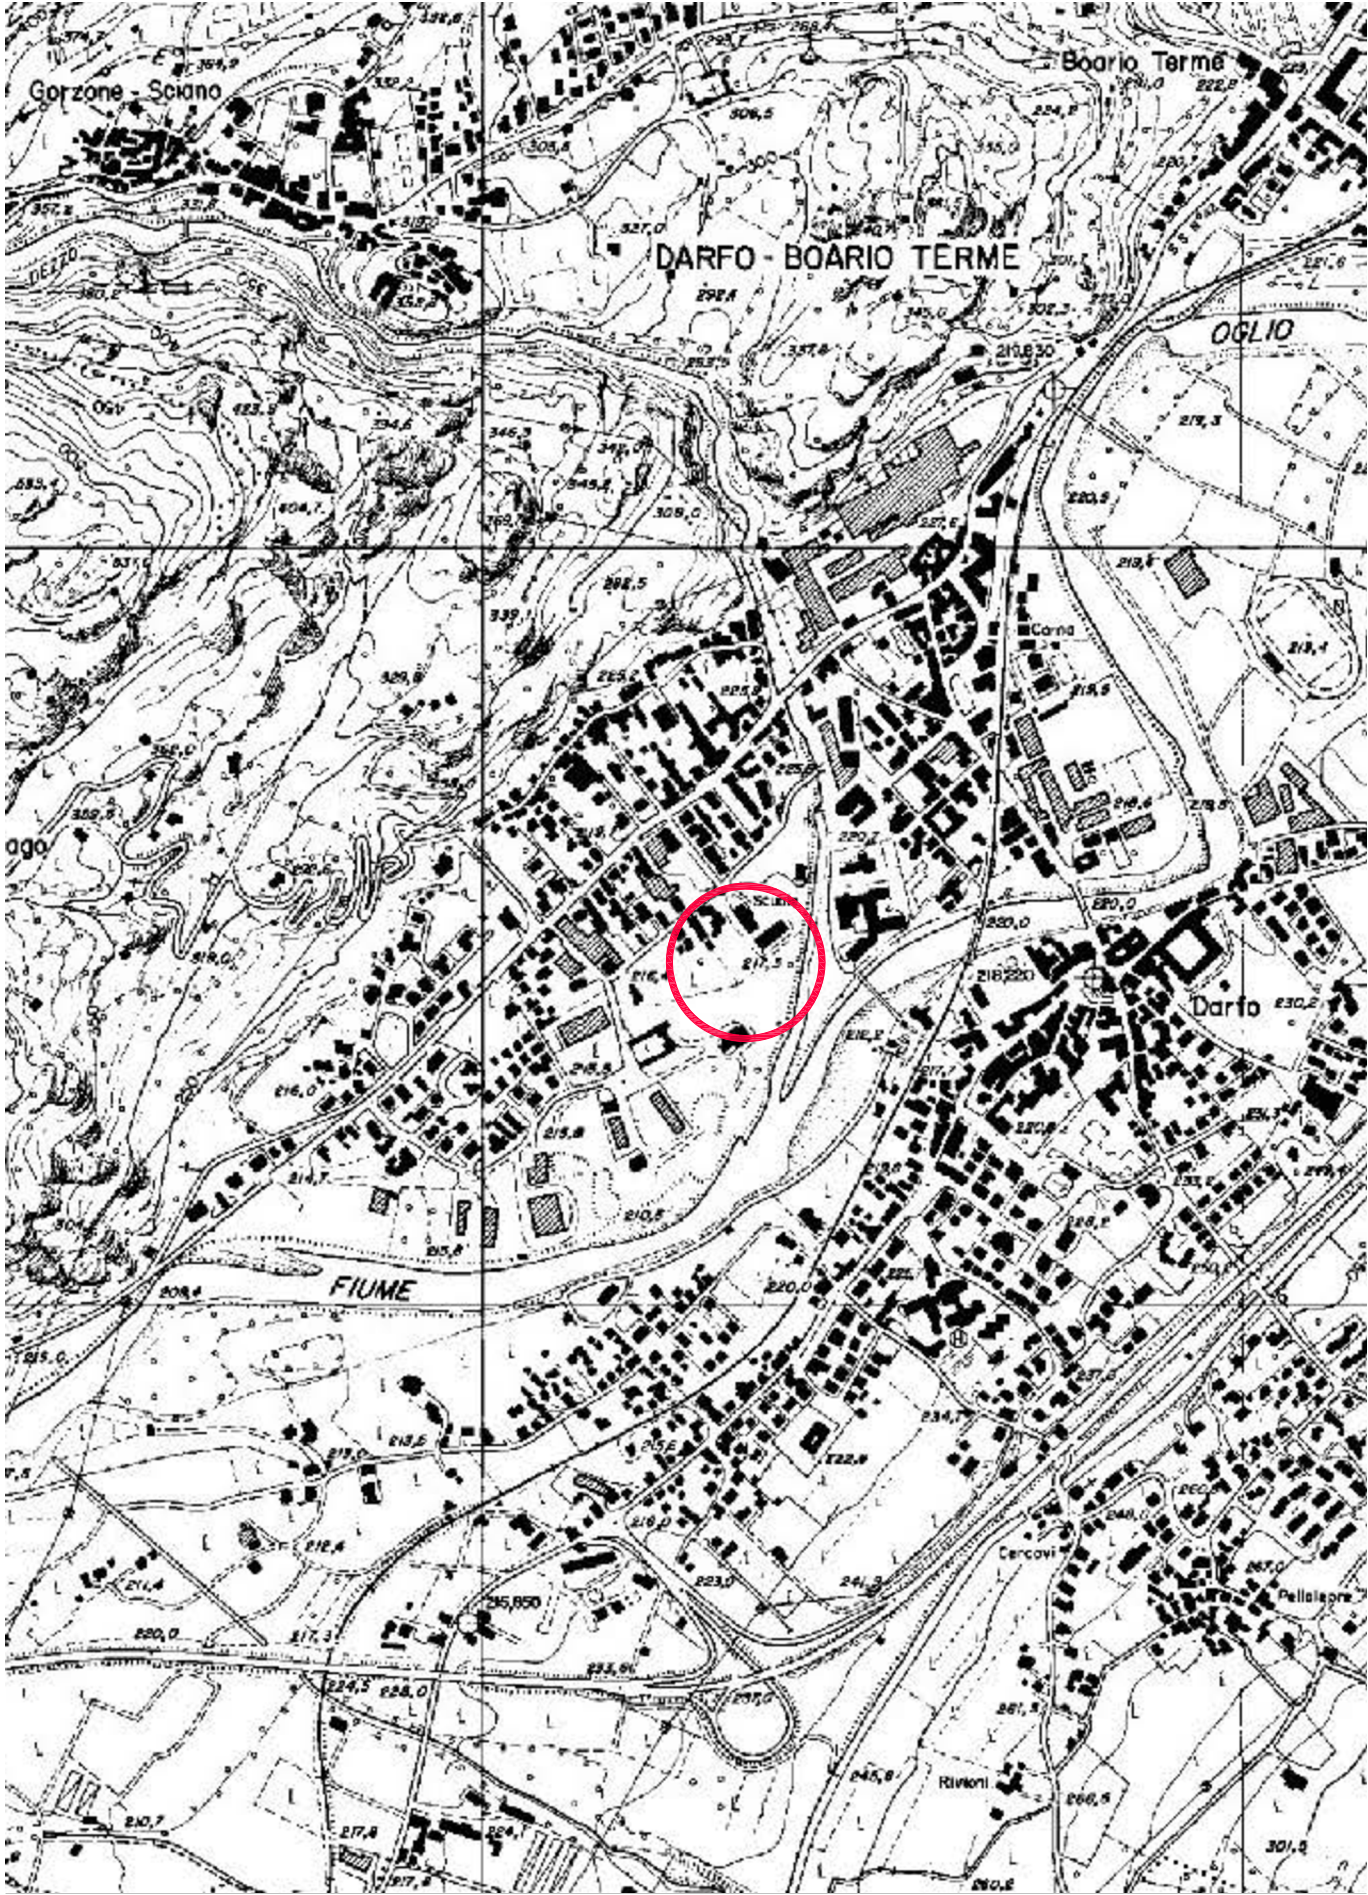


ESTRATTO MAPPA CATASTALE - SCALA 1:2000




ORTOFOTO - SCALA 1:5000

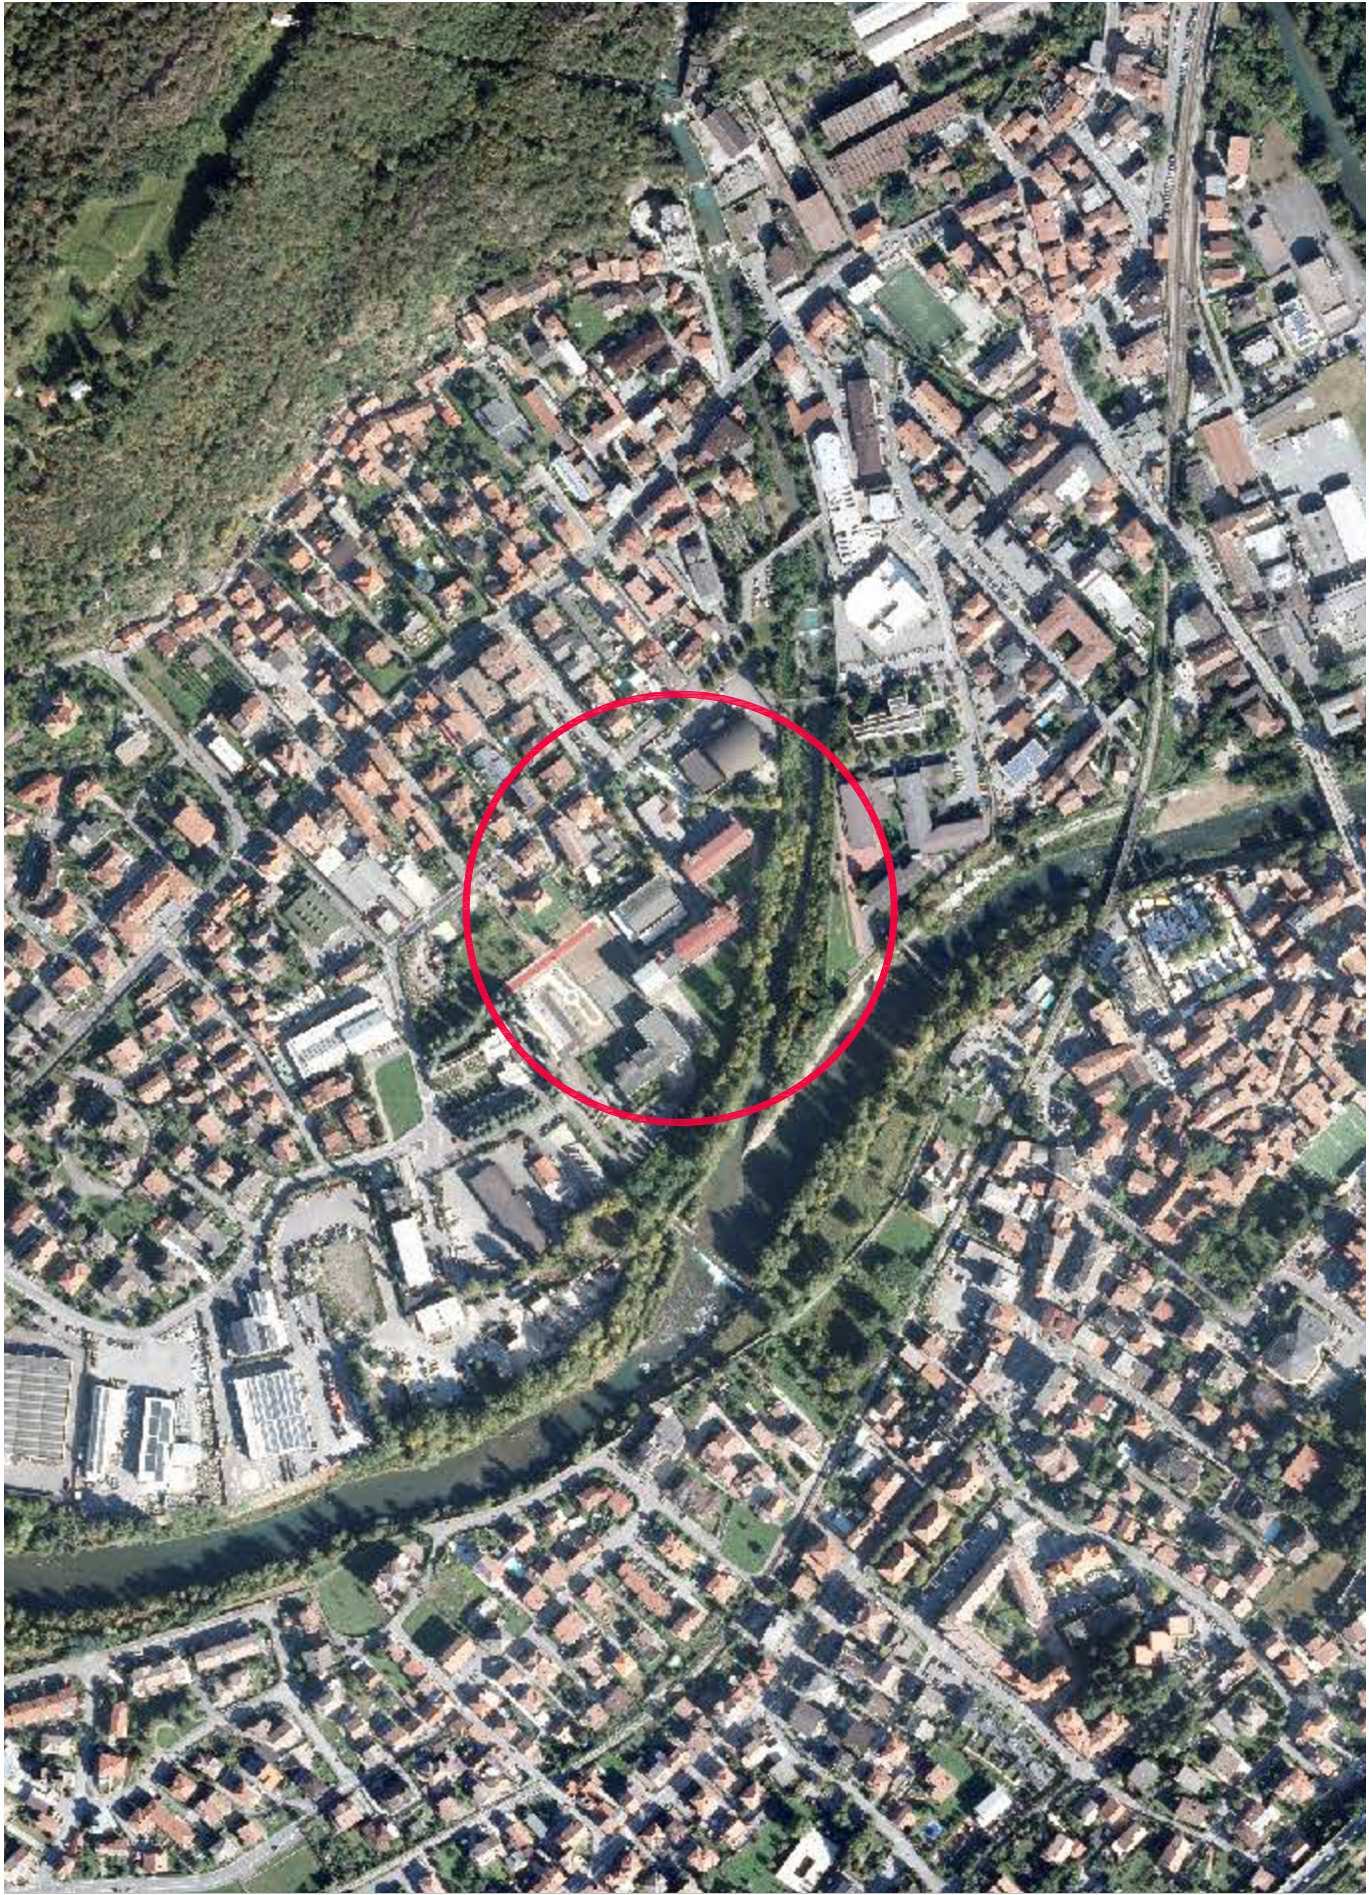


ESTRATTO PGT - VINCOLI IDRAULICI - SCALA 1:2000

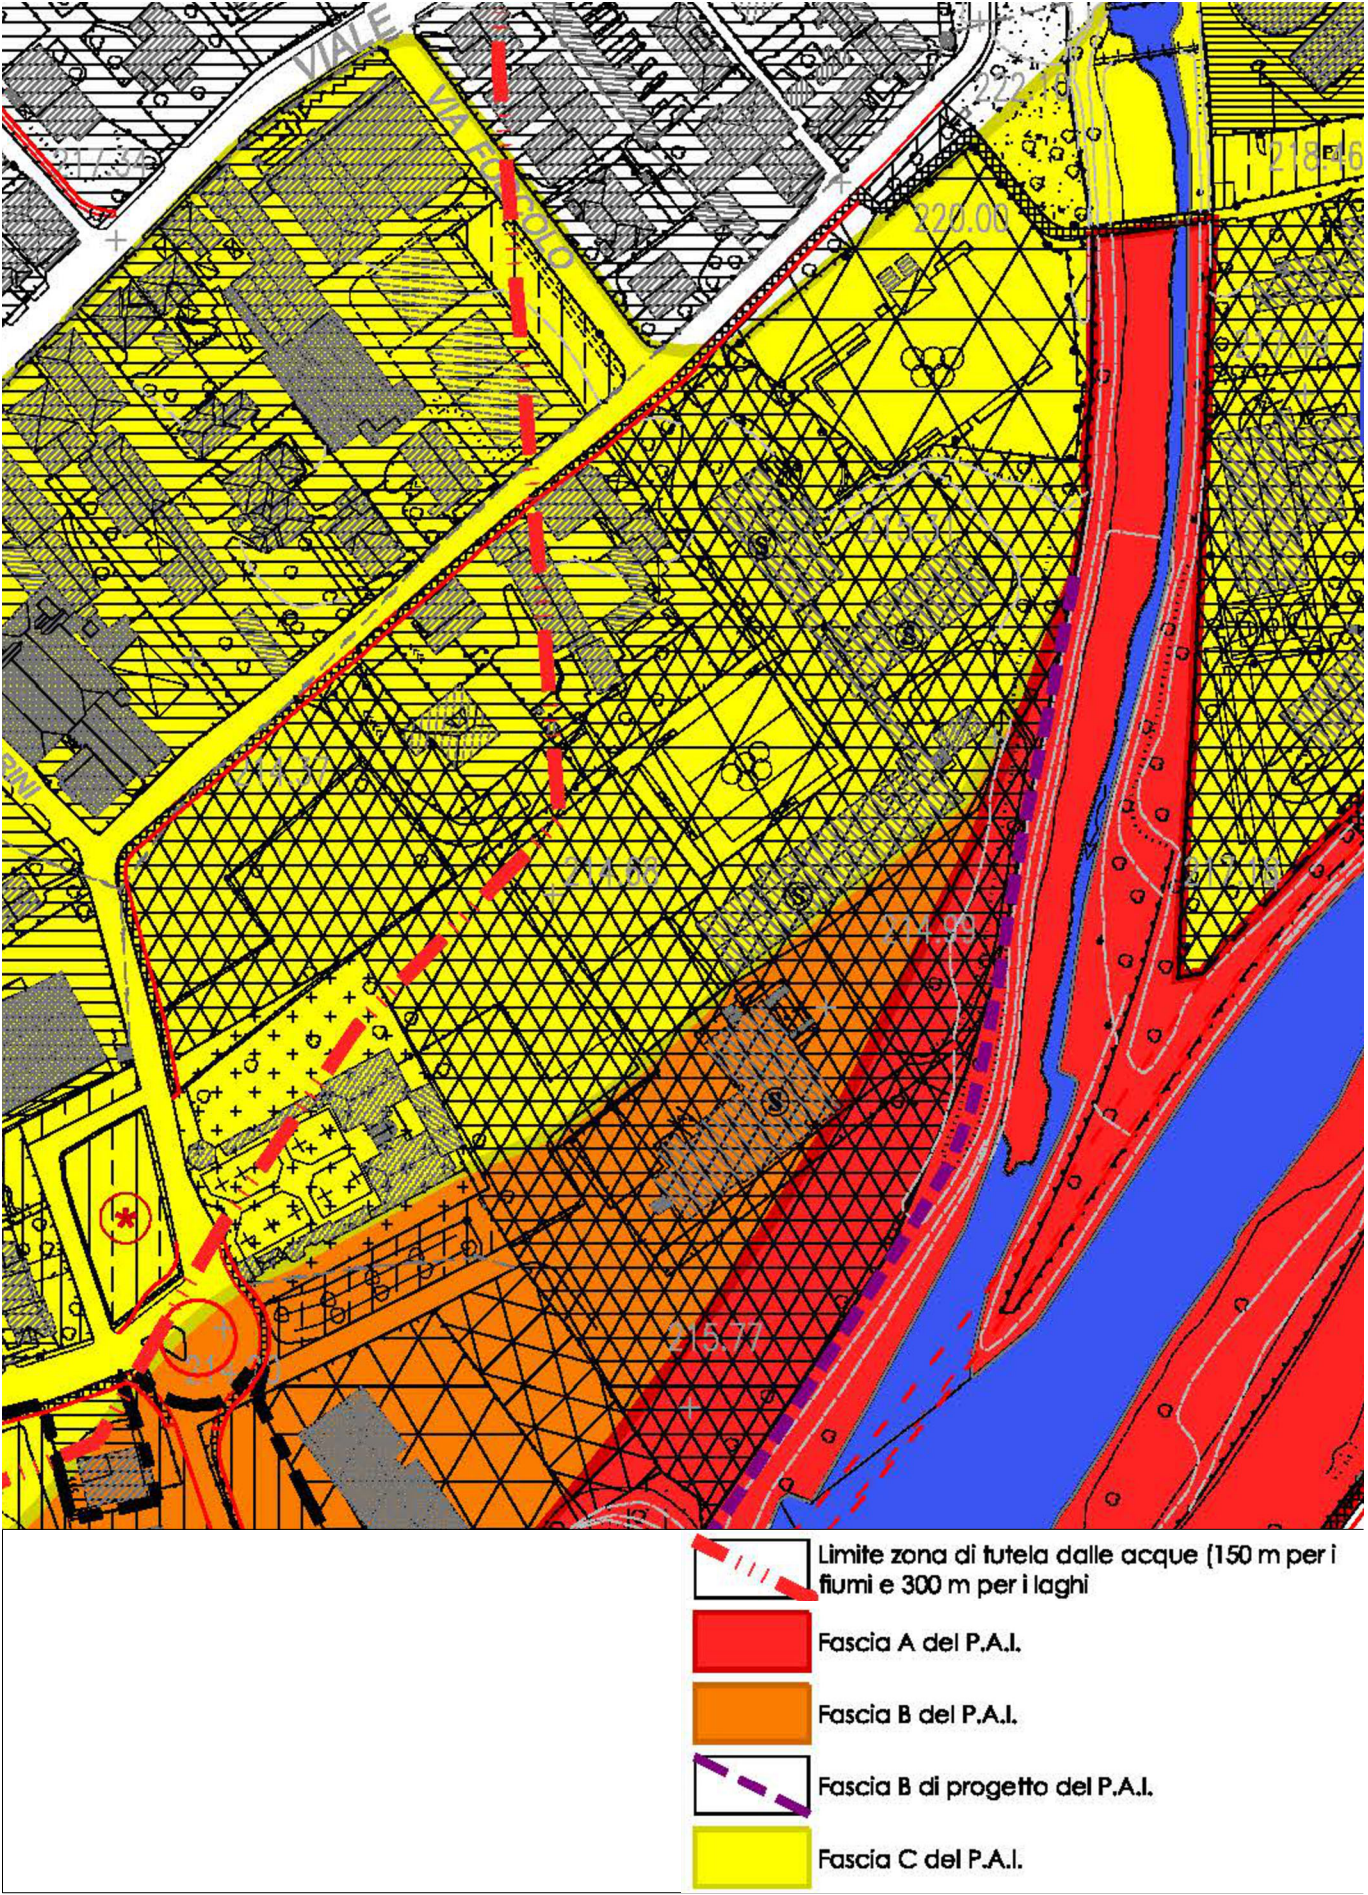


ESTRATTO PGT - ZONE OMOGENEE - SCALA 1:2000

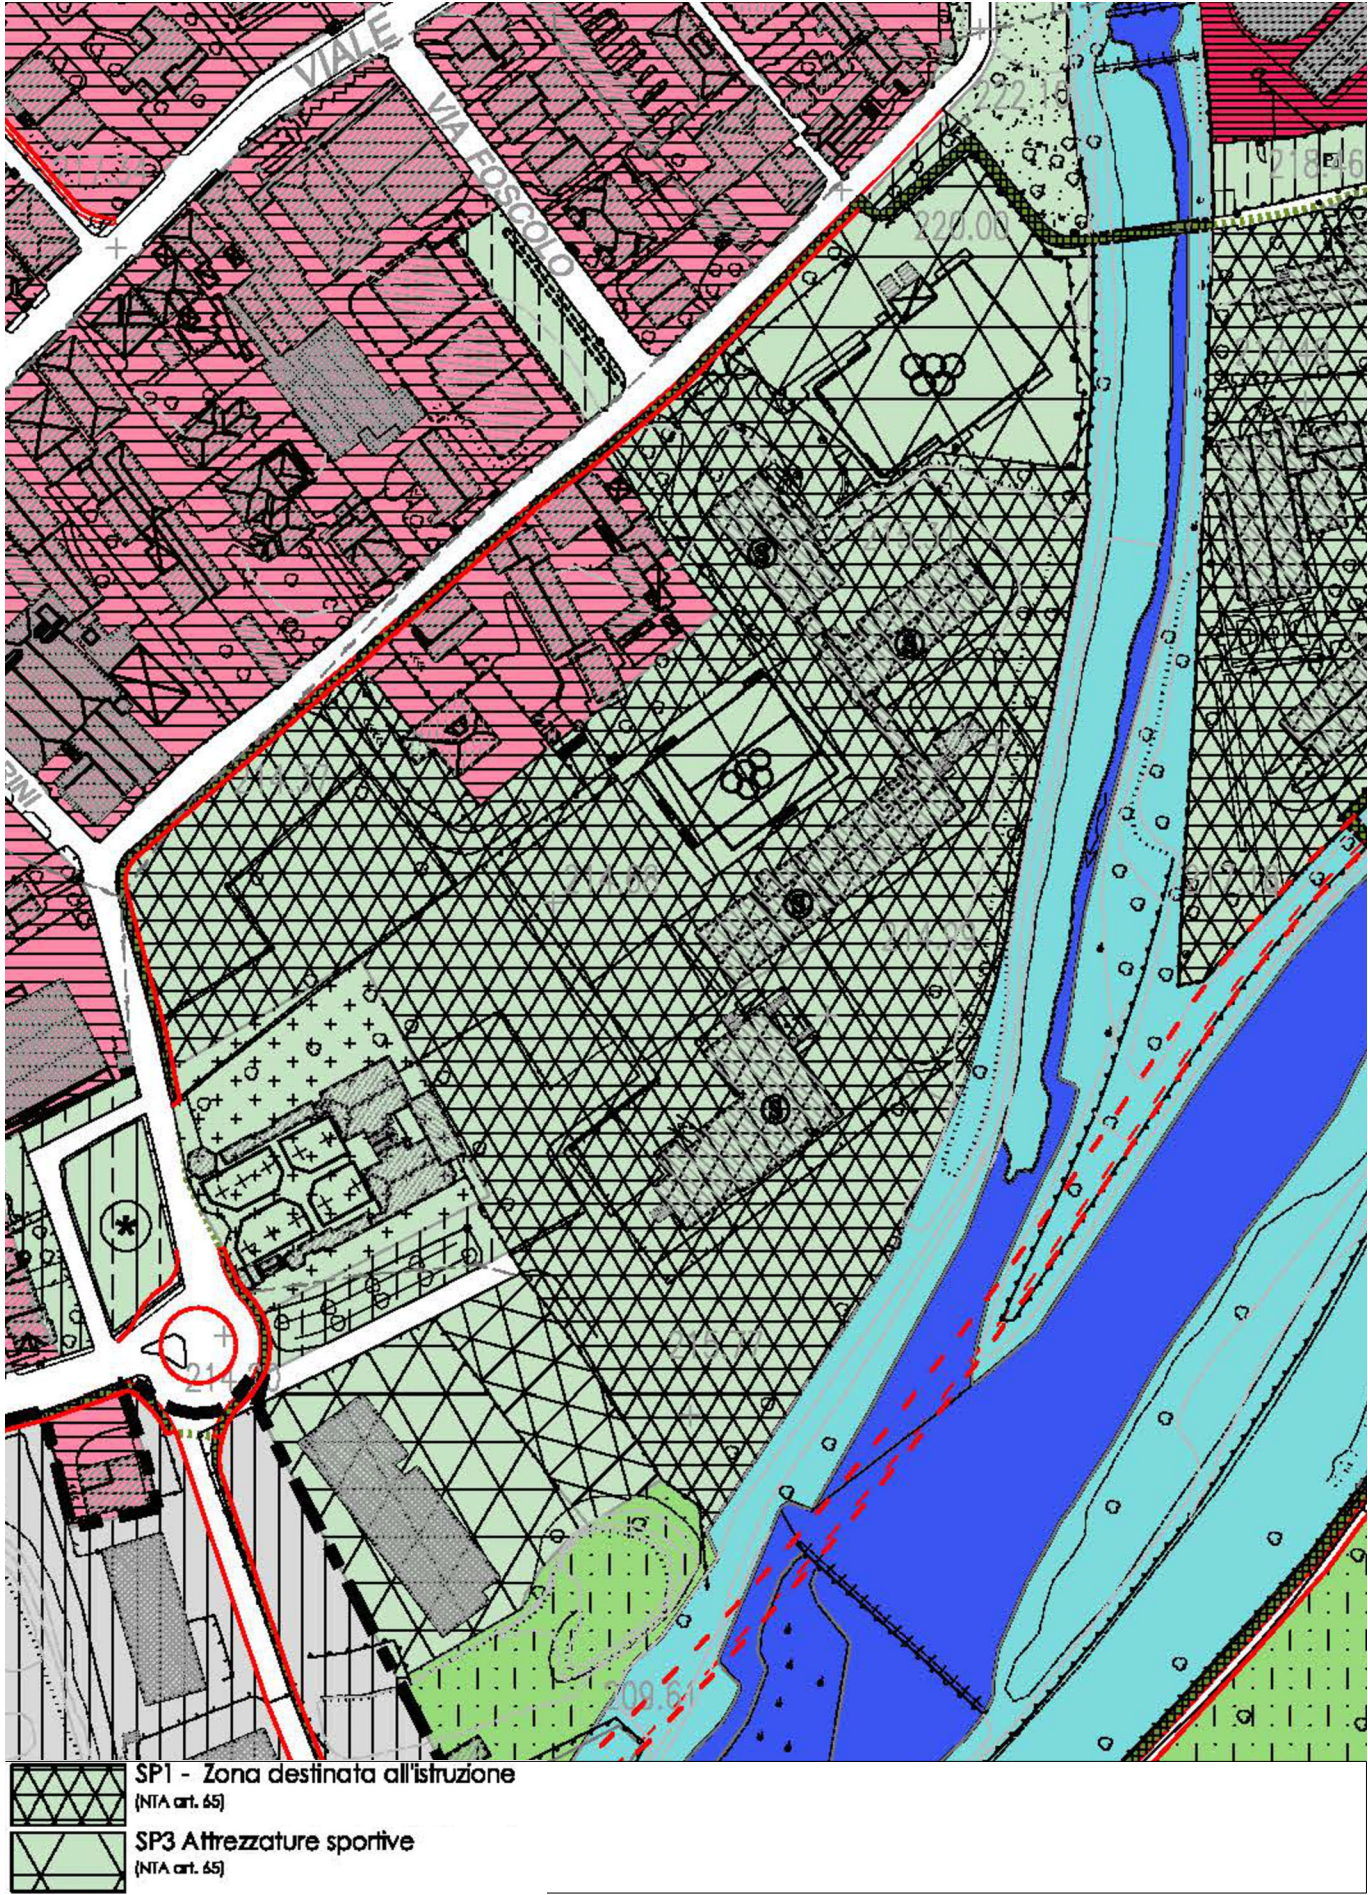

ESTRATTO PGT - VINCOLI PAESISTICI - SCALA 1:2000

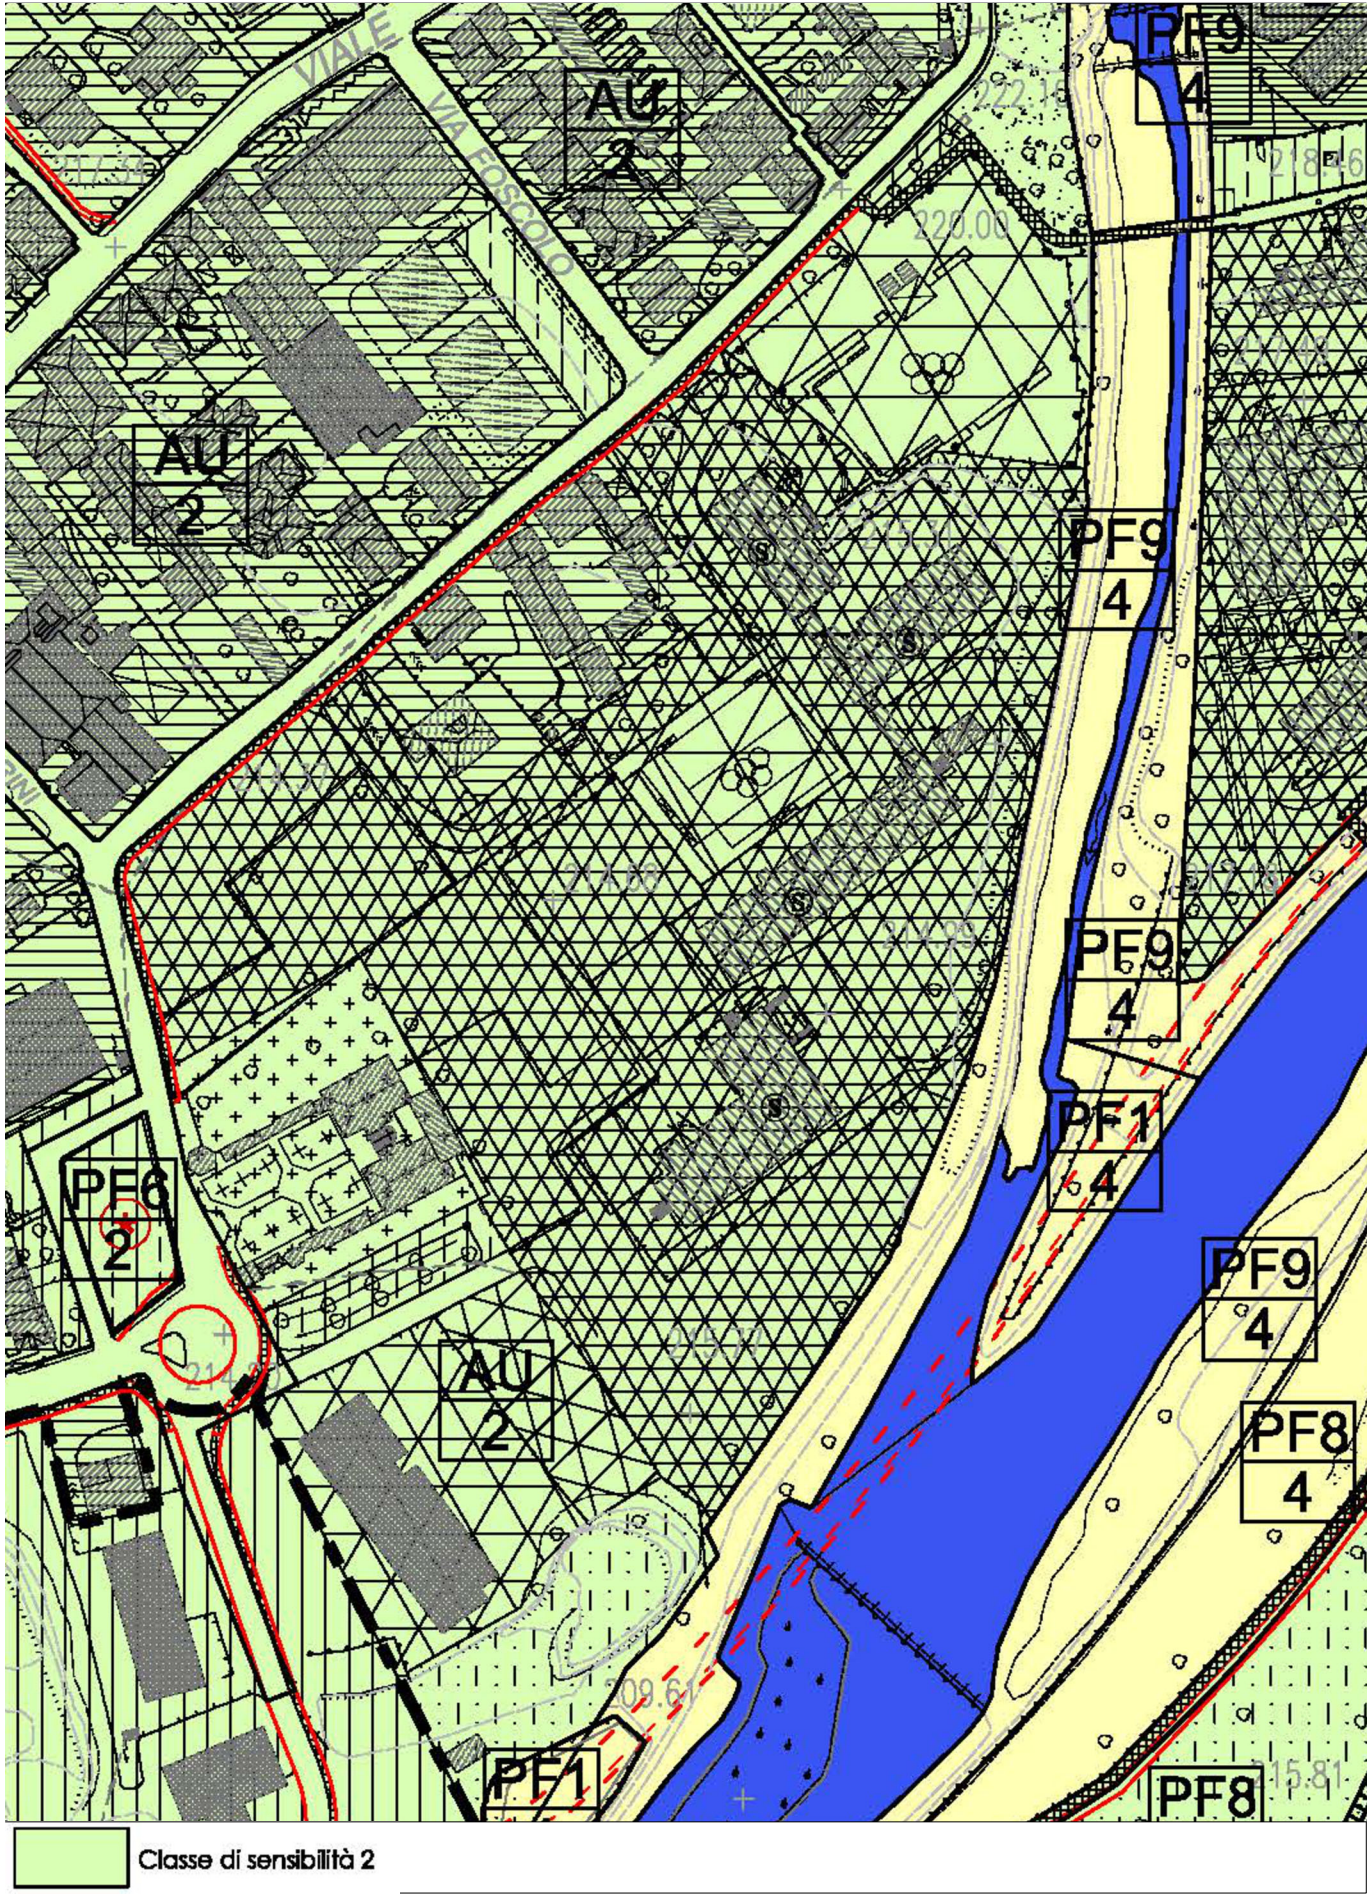

ESTRATTO PGT - VINCOLI AMBIENTALI - SCALA 1:2000

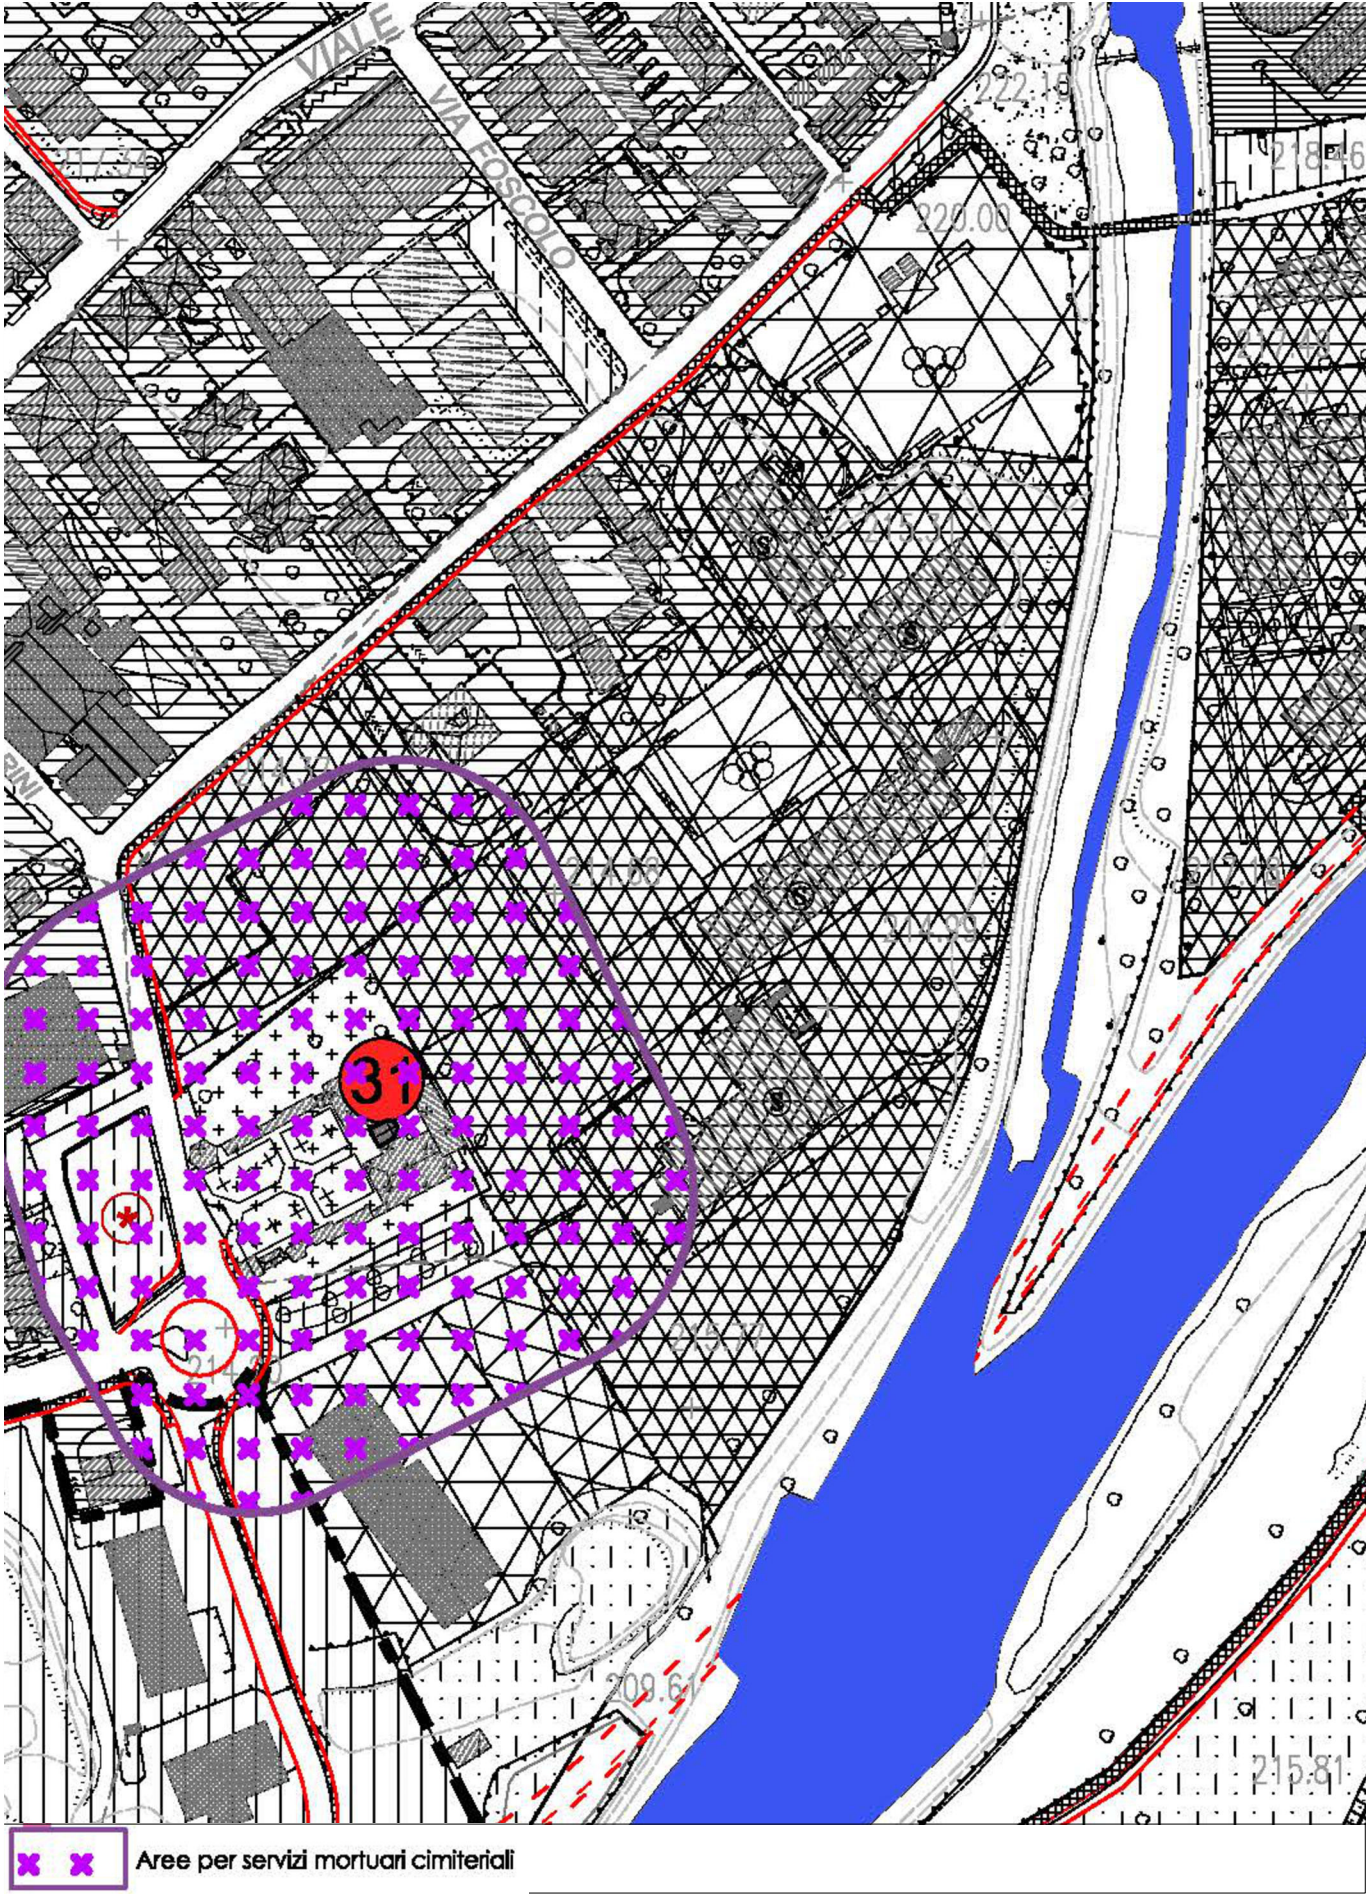

Provincia di Brescia

Settore EDILIZIA SCOLASTICA E DIREZIONALE - UFFICIO ENERGIA
Ufficio Progettazione Edilizia Scolastica e Direzione dei Lavori

Edificio scolastico:
I.I.S. "OLIVELLI-PUTELLI"

Ubicazione:
Comune di Darfo Boario Terme

Intervento:
REALIZZAZIONE NUOVA PALESTRA

 **Finanziato dall'Unione europea**
NextGenerationEU

Oggetto:
Inquadramento urbanistico

Scala: 1:10.000 - 1:5.000
1:2.000

Numero: D.T.150.1

Fase/Pratica Edilizia:

Il Direttore del Settore Edilizia Scolastica e Direzionale - Ufficio Energia:

Dott. Arch. Giovan Maria Mazzoli

R.U.P.:	Progettista Architettonico e Coordinatore Sicurezza Progettazione e esecuzione:	Direttore Lavori:
Arch.Daniela Massarelli	Arch.Luca Bruno Gobbetti Via Cappellini, 12 Breno (BS)	
Progettista degli impianti e progettazione antincendio:	Progettista Strutturale e invarianza idraulica:	Progettazione Acustica:
Ing. Maria Rosaria Accetto Via Della Noce, 47 Brescia (BS)	Ing. Marco Zanuso Pass. B. Disertori, 36 38122 Trento (TN)	Ing. Robis Camata Via Garda, 11/2 San Donà Piave (VE)
Nome File:	Redatto da:	Verificato da:
111_PALESTRA_OLIVELLI-PUTELLI	Arch.Luca Bruno Gobbetti	
Data:	Data e Numero Revisione:	
MAGGIO 2023	0	





PROGETTO DEFINITIVO


ORTOFOTO DELL'AREA




RIPRESA FOTOGRAFICA 01

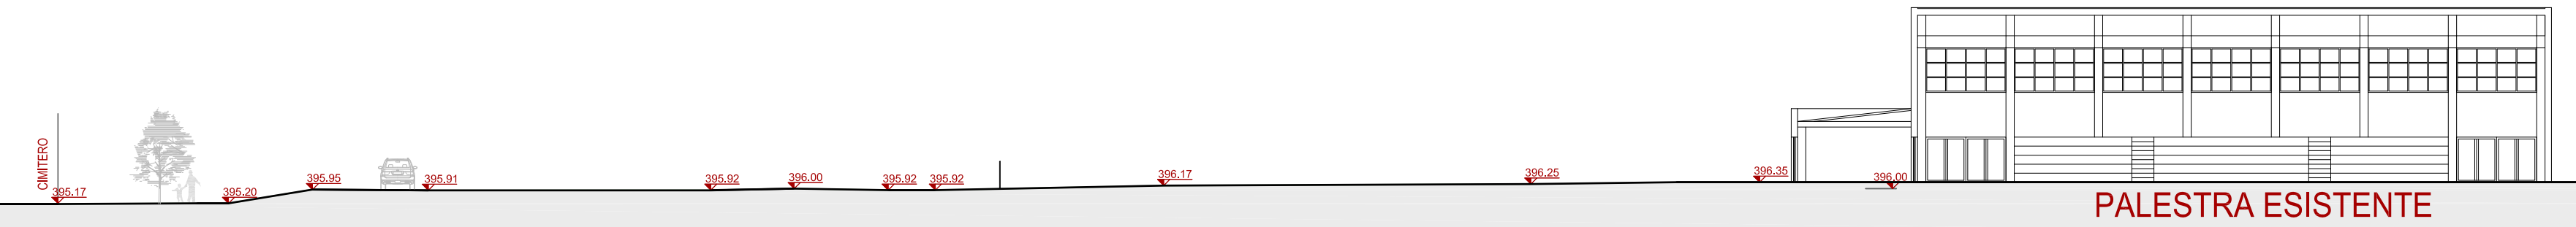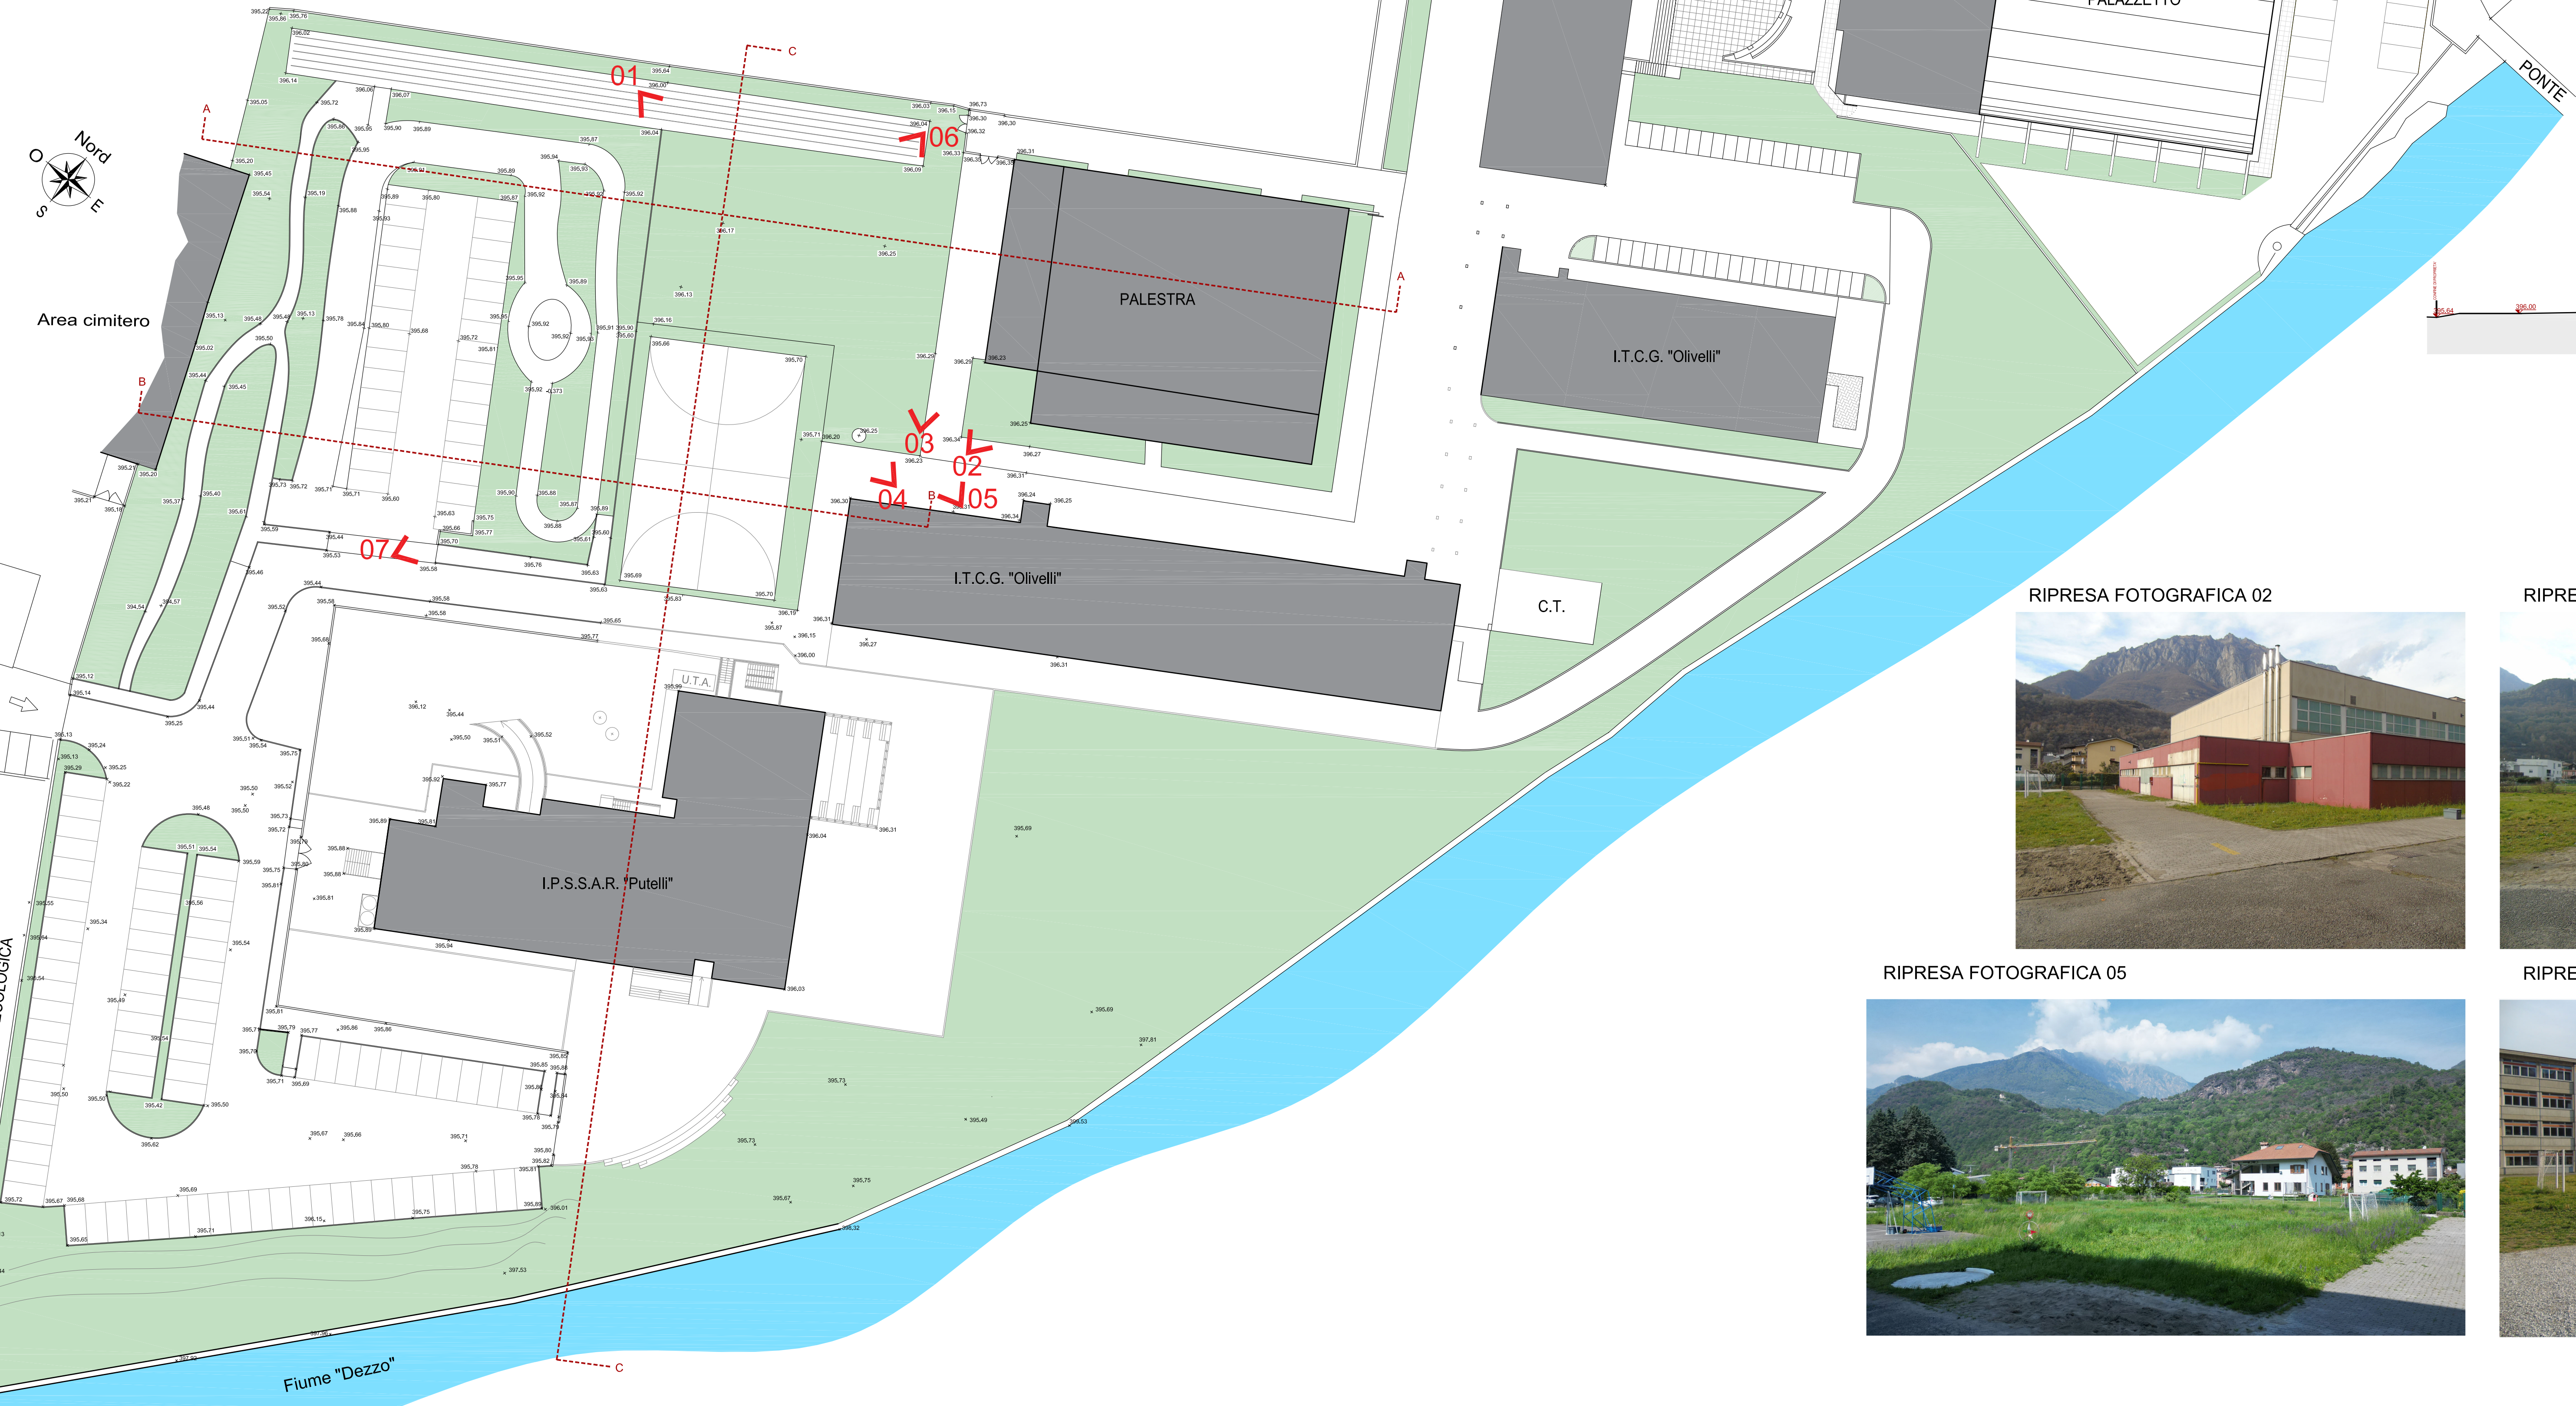

SEZIONE A - A STATO DI FATTO SCALE 1:300

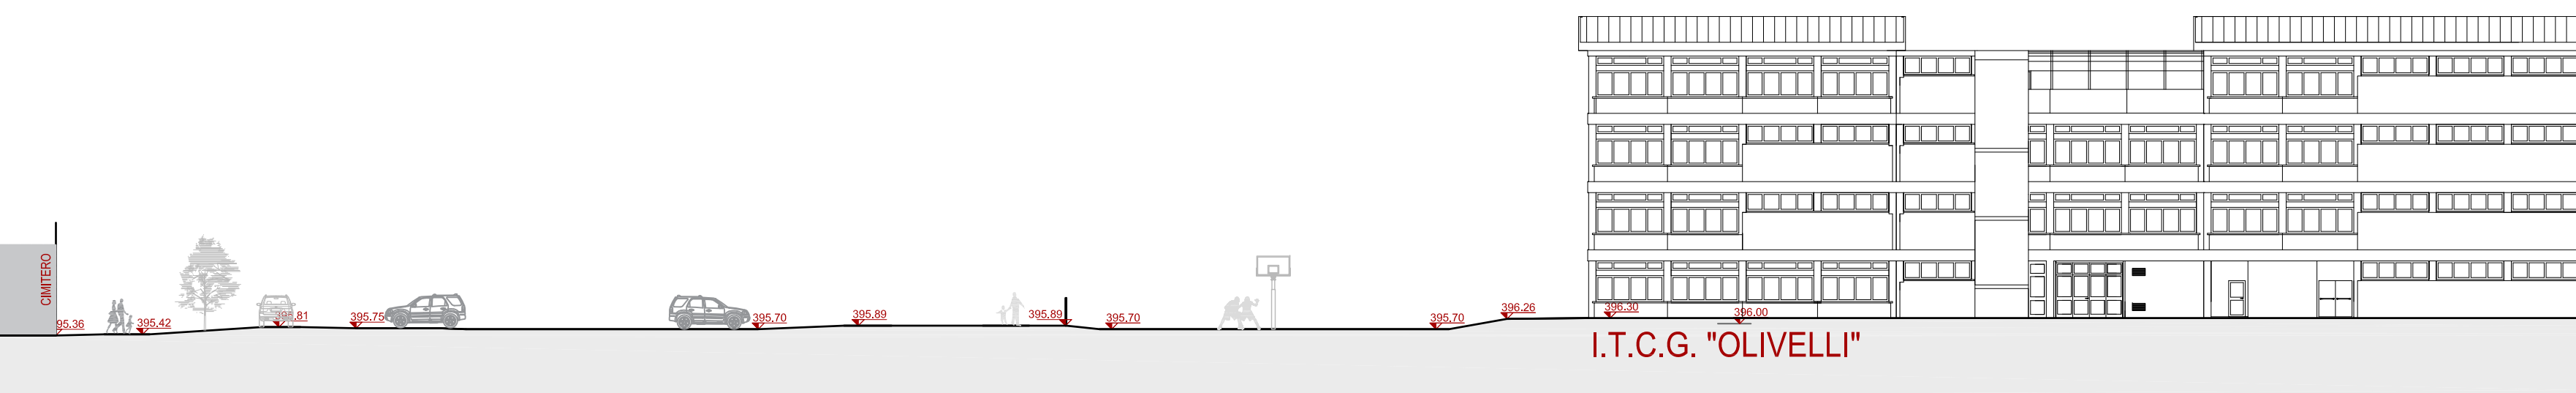

SEZIONE B - B STATO DI FATTO SCALE 1:300

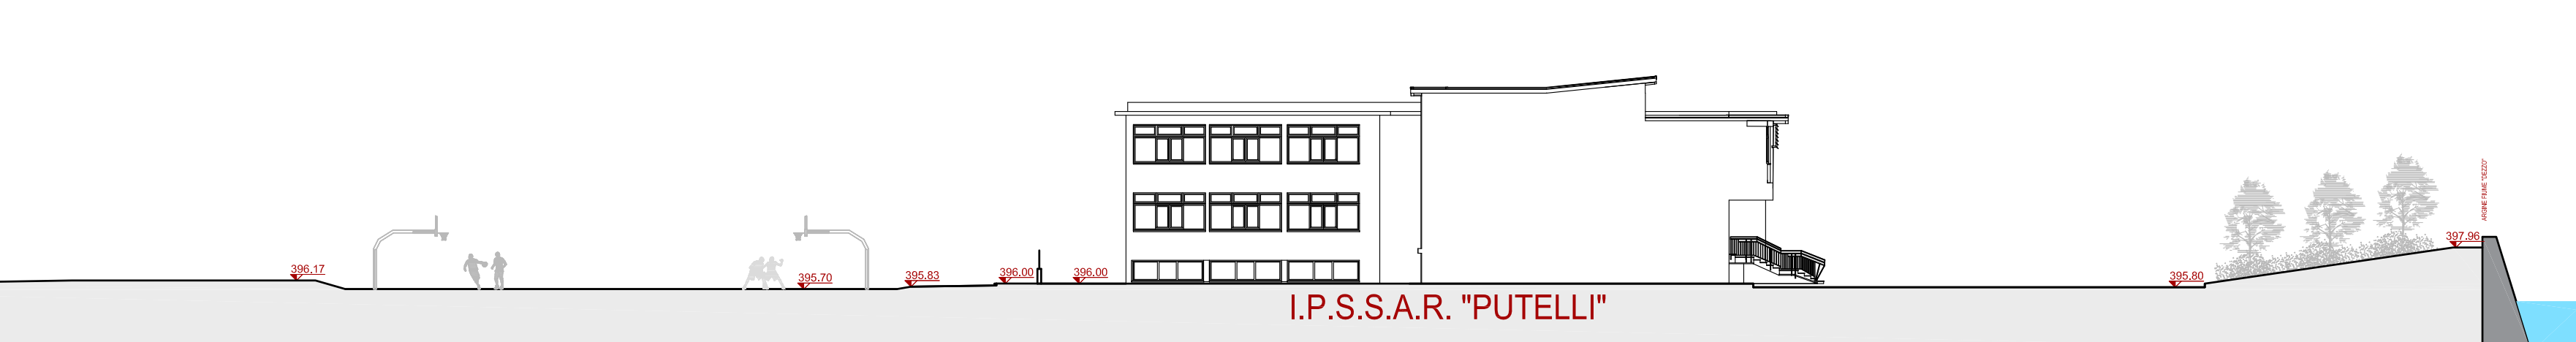

SEZIONE C - C STATO DI FATTO SCALE 1:300

RIPRESA FOTOGRAFICA 02



RIPRESA FOTOGRAFICA 03



RIPRESA FOTOGRAFICA 04



RIPRESA FOTOGRAFICA 05



RIPRESA FOTOGRAFICA 06



RIPRESA FOTOGRAFICA 07



Provincia di Brescia

Settore EDILIZIA SCOLASTICA E DIREZIONALE - UFFICIO ENERGIA

Ufficio Progettazione Edilizia Scolastica e Direzione dei Lavori

Edificio scolastico:

I.I.S. "OLIVELLI-PUTELLI"

Ubicazione:

Comune di Darfo Boario Terme

Intervento:

REALIZZAZIONE NUOVA PALESTRA



Finanziato
dall'Unione europea
NextGenerationEU

Oggetto:

Stato di fatto: planimetria generale di rilievo -
sezioni ambientali - foto stato di fatto

Scala:
1:400 - 1:300

Numero:
D.T.150.2

Fase/Pratica Edilizia:

Il Direttore del Settore Edilizia Scolastica e Direzionale - Ufficio Energia:

Dott. Arch. Giovan Maria Mazzoli

R.U.P.:

Arch.Daniela Massarelli

Progettista Architettonico e
Coordinatore Sicurezza Progettazione
e Esecuzione:

Arch.Luca Bruno Gobbetti
Via Cappellini, 12 Breno (Bs)

Direttore Lavori:

Progettista degli impianti e
progettazione antincendio:

Ing. Maria Rosaria Accetto
Pass. B. Deserti, 36 38122
Trento (TN)

Progettista Strutture e
invarianza idraulica:

Ing. Marco Zanuso
Pass. B. Deserti, 36 38122
Trento (TN)

Progettazione Acustica:

Ing. Robis Camata
Via Gardo, 11/2 San Donà Piave
(VE)

Nome File:

111_PALESTRA_OLIVELLI-PUTELLI

Redatto da:

Arch.Luca Bruno Gobbetti


Verificato da:

Data:
MAGGIO 2023

Data e Numero Revisione:
0



PROGETTO DEFINITIVO

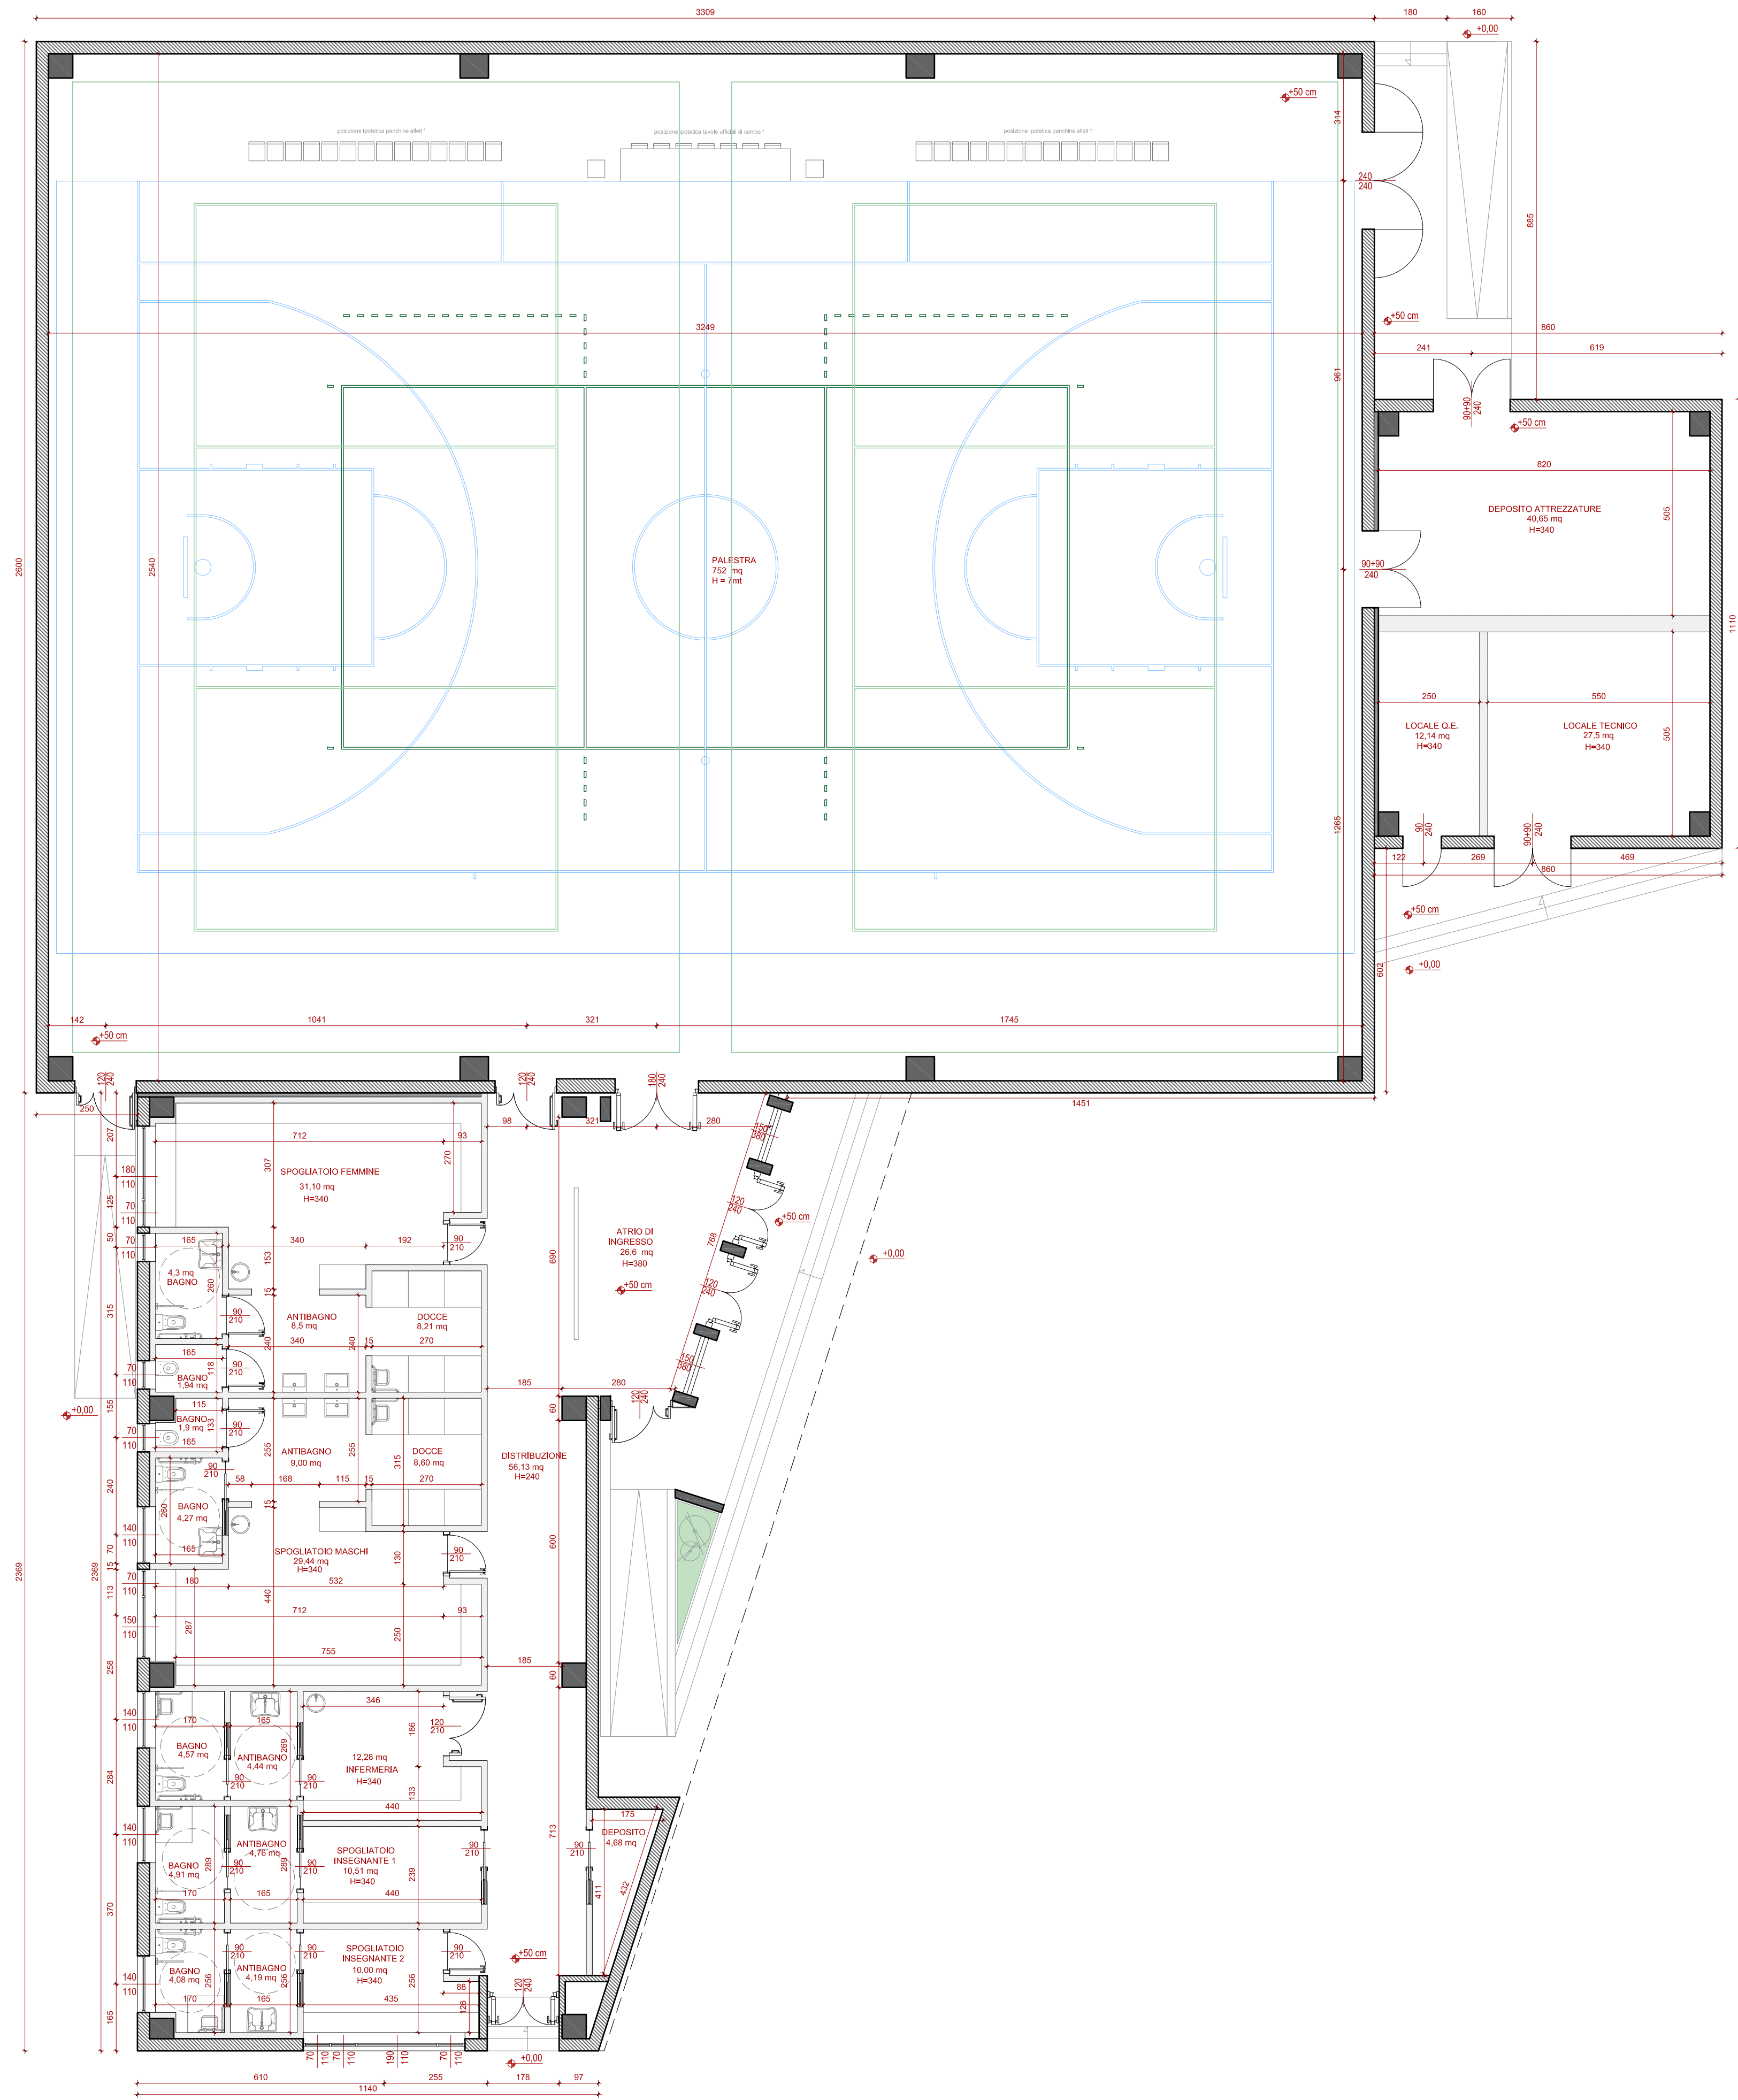


RENDER DI PROGETTO - VISTA DAL PARCHEGGIO




RENDER DI PROGETTO - INGRESSO PRINCIPALE ALLA NUOVA PALESTRA




PALLACANESTRO

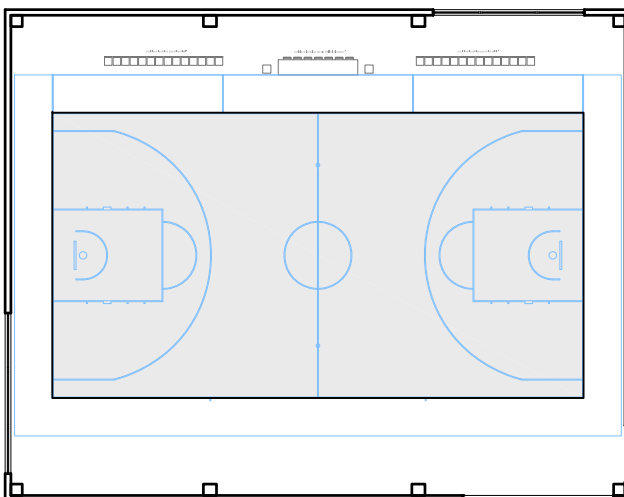

PALLAVOLO - 1 SQUADRA

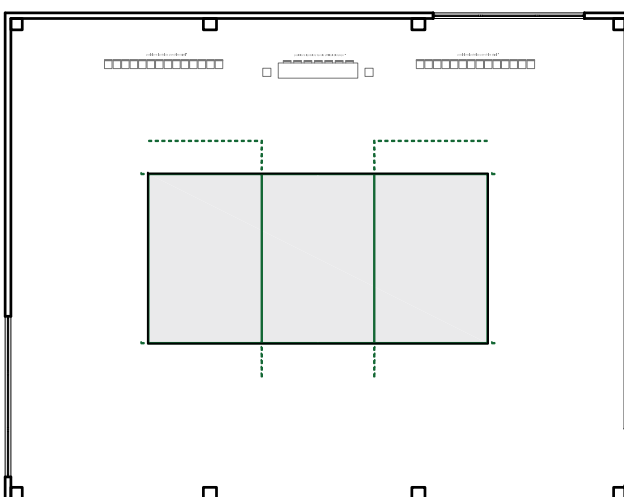

PALLAVOLO - 2 SQUADRE

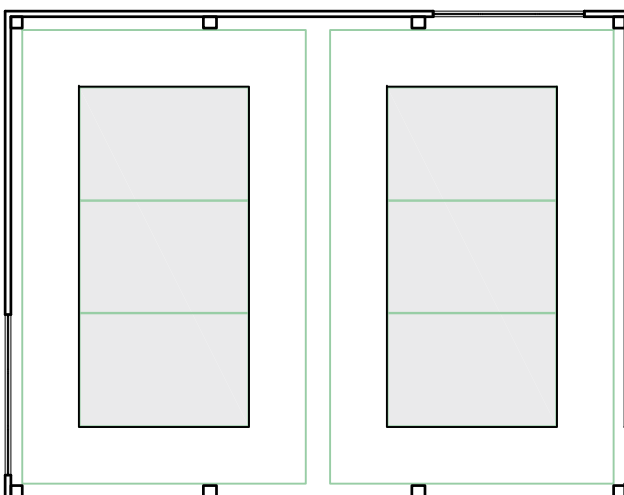

Provincia di Brescia

Settore EDILIZIA SCOLASTICA E DIREZIONALE - UFFICIO ENERGIA
Ufficio Progettazione Edilizia Scolastica e Direzione dei Lavori

Edificio scolastico:
I.I.S. "OLIVELLI-PUTELLI"

Ubicazione:
Comune di Darfo Boario Terme

Intervento:
REALIZZAZIONE NUOVA PALESTRA




Stato di progetto: pianta piano rialzato - possibilità di utilizzo palestra - render di progetto

Scala: 1:100 - 1:400	Numero: D.T.150.4	Fase/Pratica Edilizia:
Il Direttore del Settore Edilizia Scolastica e Direzionale - Ufficio Energia: Dott. Arch. Giovan Maria Mazzoli		
R.U.P.: Arch. Daniela Massarelli	Progettista Architettonico e Coordinatore Sicurezza Progettazione e Esecuzione: Arch. Luca Bruno Gobbetti Via Cappellini, 12 Breno (Bs)	Direttore Lavori:
Progettista degli impianti e progettazione antincendio: Ing. Maria Rosaria Accetto Via Della Noce, 47 Brescia (BS)	Progettista Strutture e invarianza idraulica: Ing. Marco Zanuso Pass. B. Disertori, 36 38122 Trento (TN)	Progettazione Acustica: Ing. Robis Camata Via Garda, 11/2 San Donà Piave (VE)
Nome File: 111_PALESTRA_OLIVELLI-PUTELLI	Redatto da: Arch. Luca Bruno Gobbetti	Verificato da:
Data: MAGGIO 2023	Data e Numero Revisione: 0	



PROGETTO DEFINITIVO

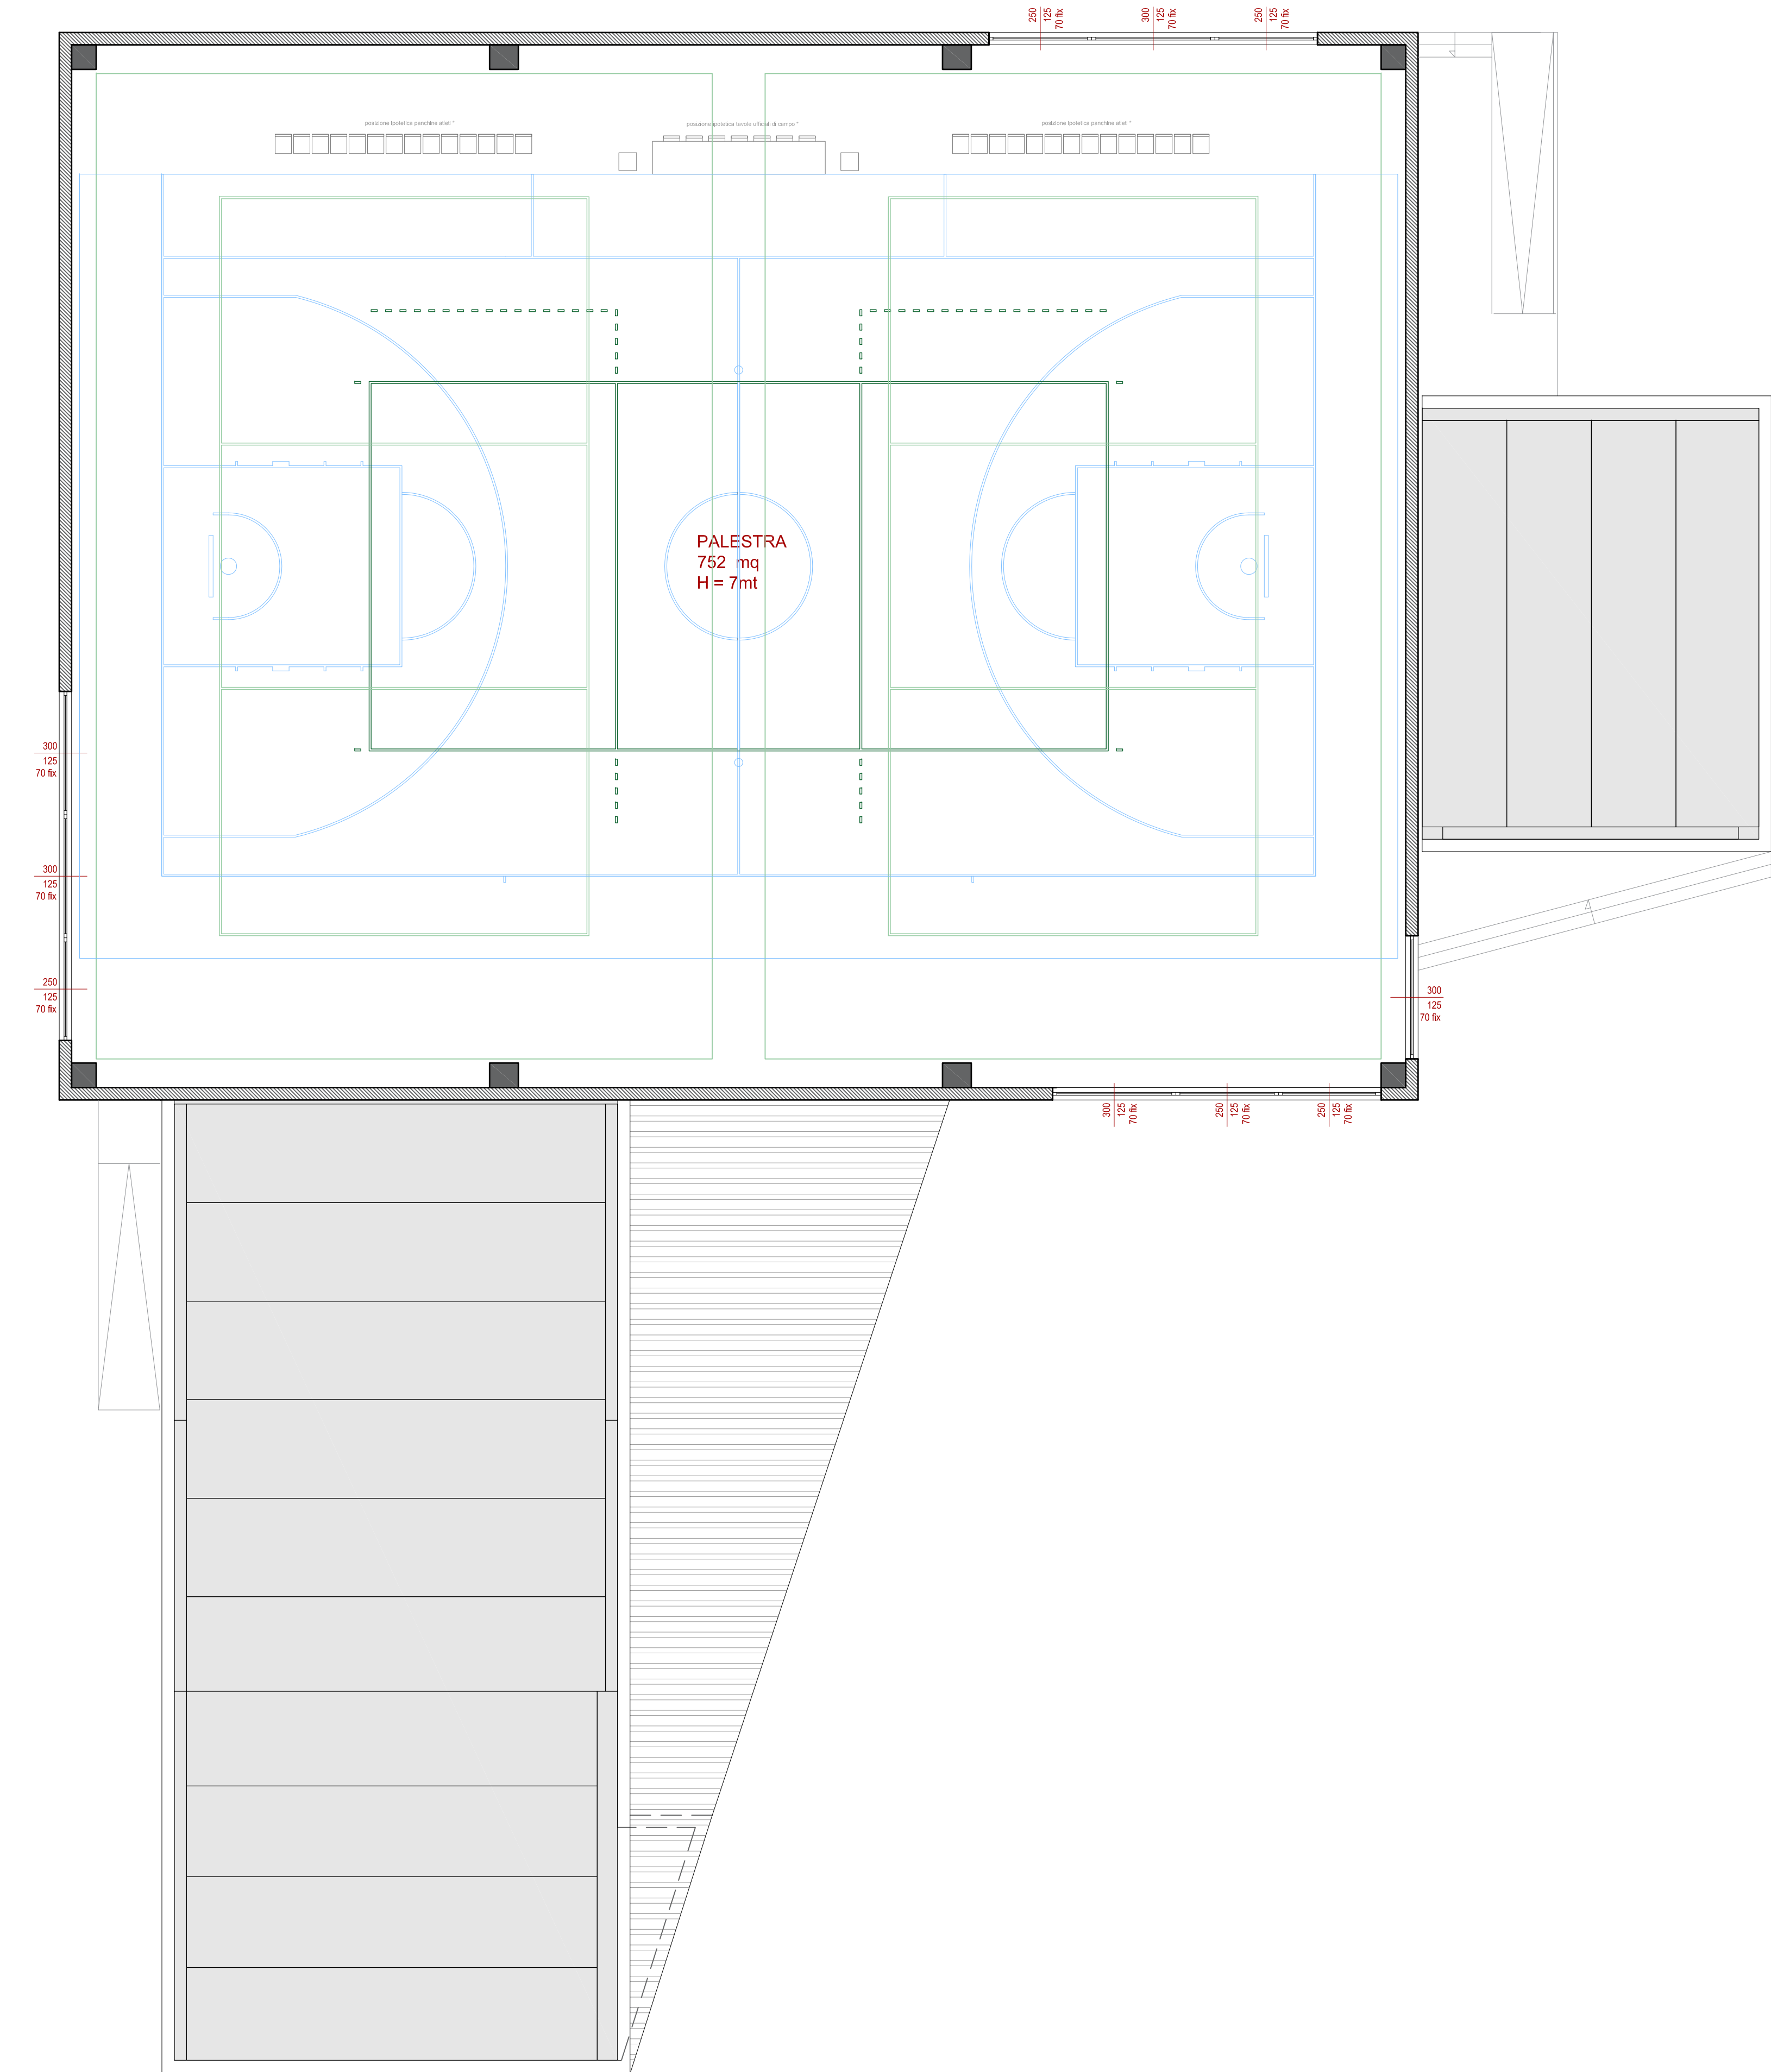

RENDER DI PROGETTO - VISTA DALLA CORTE INTERNA A FIANCO DELLA PALESTRA ESISTENTE



RENDER DI PROGETTO - VISTA LATO SUD-EST



RENDER DI PROGETTO - VISTA LATO SUD-OVEST



RENDER DI PROGETTO - VISTA DELL'INGRESSO PRINCIPALE



RENDER DI PROGETTO - VISTA LATO NORD-EST



RENDER DI PROGETTO - VISTA LATO NORD-OVEST (RAPPORTO CON LA PALESTRA ESISTENTE)



Provincia di Brescia

Settore EDILIZIA SCOLASTICA E DIREZIONALE - UFFICIO ENERGIA
Ufficio Progettazione Edilizia Scolastica e Direzione dei Lavori

Edificio scolastico:
I.I.S. "OLIVELLI-PUTELLI"

Ubicazione:
Comune di Darfo Boario Terme

Intervento:
REALIZZAZIONE NUOVA PALESTRA

 **Finanziato
dall'Unione europea**
NextGenerationEU


Oggetto:
**Stato di progetto: pianta livello superiore -
render di progetto**

Scala:	Numero:	Fase/Pratica Edilizia:
1:100	D.T.150.5	
Il Direttore del Settore Edilizia Scolastica e Direzionale - Ufficio Energia:		
Dott. Arch. Giovan Maria Mazzoli		
R.U.P.:	Progettista Architettonico e Coordinatore Sicurezza Progettazione e Esecuzione:	Direttore Lavori:
Arch Daniela Massarelli	Arch.Luca Bruno Gobbeti Via Cappellini, 12 Breno (Bs)	
Progettista degli impianti e progettazione antincendio: Ing. Maria Rosaria Accetto Via Della Noce, 47 Brescia (BS)	Progettista Strutture e invarianza idraulica: Ing. Marco Zanuso Pass. B. Disertori, 36 38122 Trento (TN)	Progettazione Acustica: Ing. Robis Camata Via Garda, 11/2 San Donà Piave (VE)
Nome File: 111_PALESTRA_OLIVELLI-PUTELLI	Redatto da: Arch.Luca Bruno Gobbeti	Verificato da:
Data: MAGGIO 2023	Data e Numero Revisione: 0	



PROGETTO DEFINITIVO

PIANTA DELLA COPERTURA - SCALA 1:200

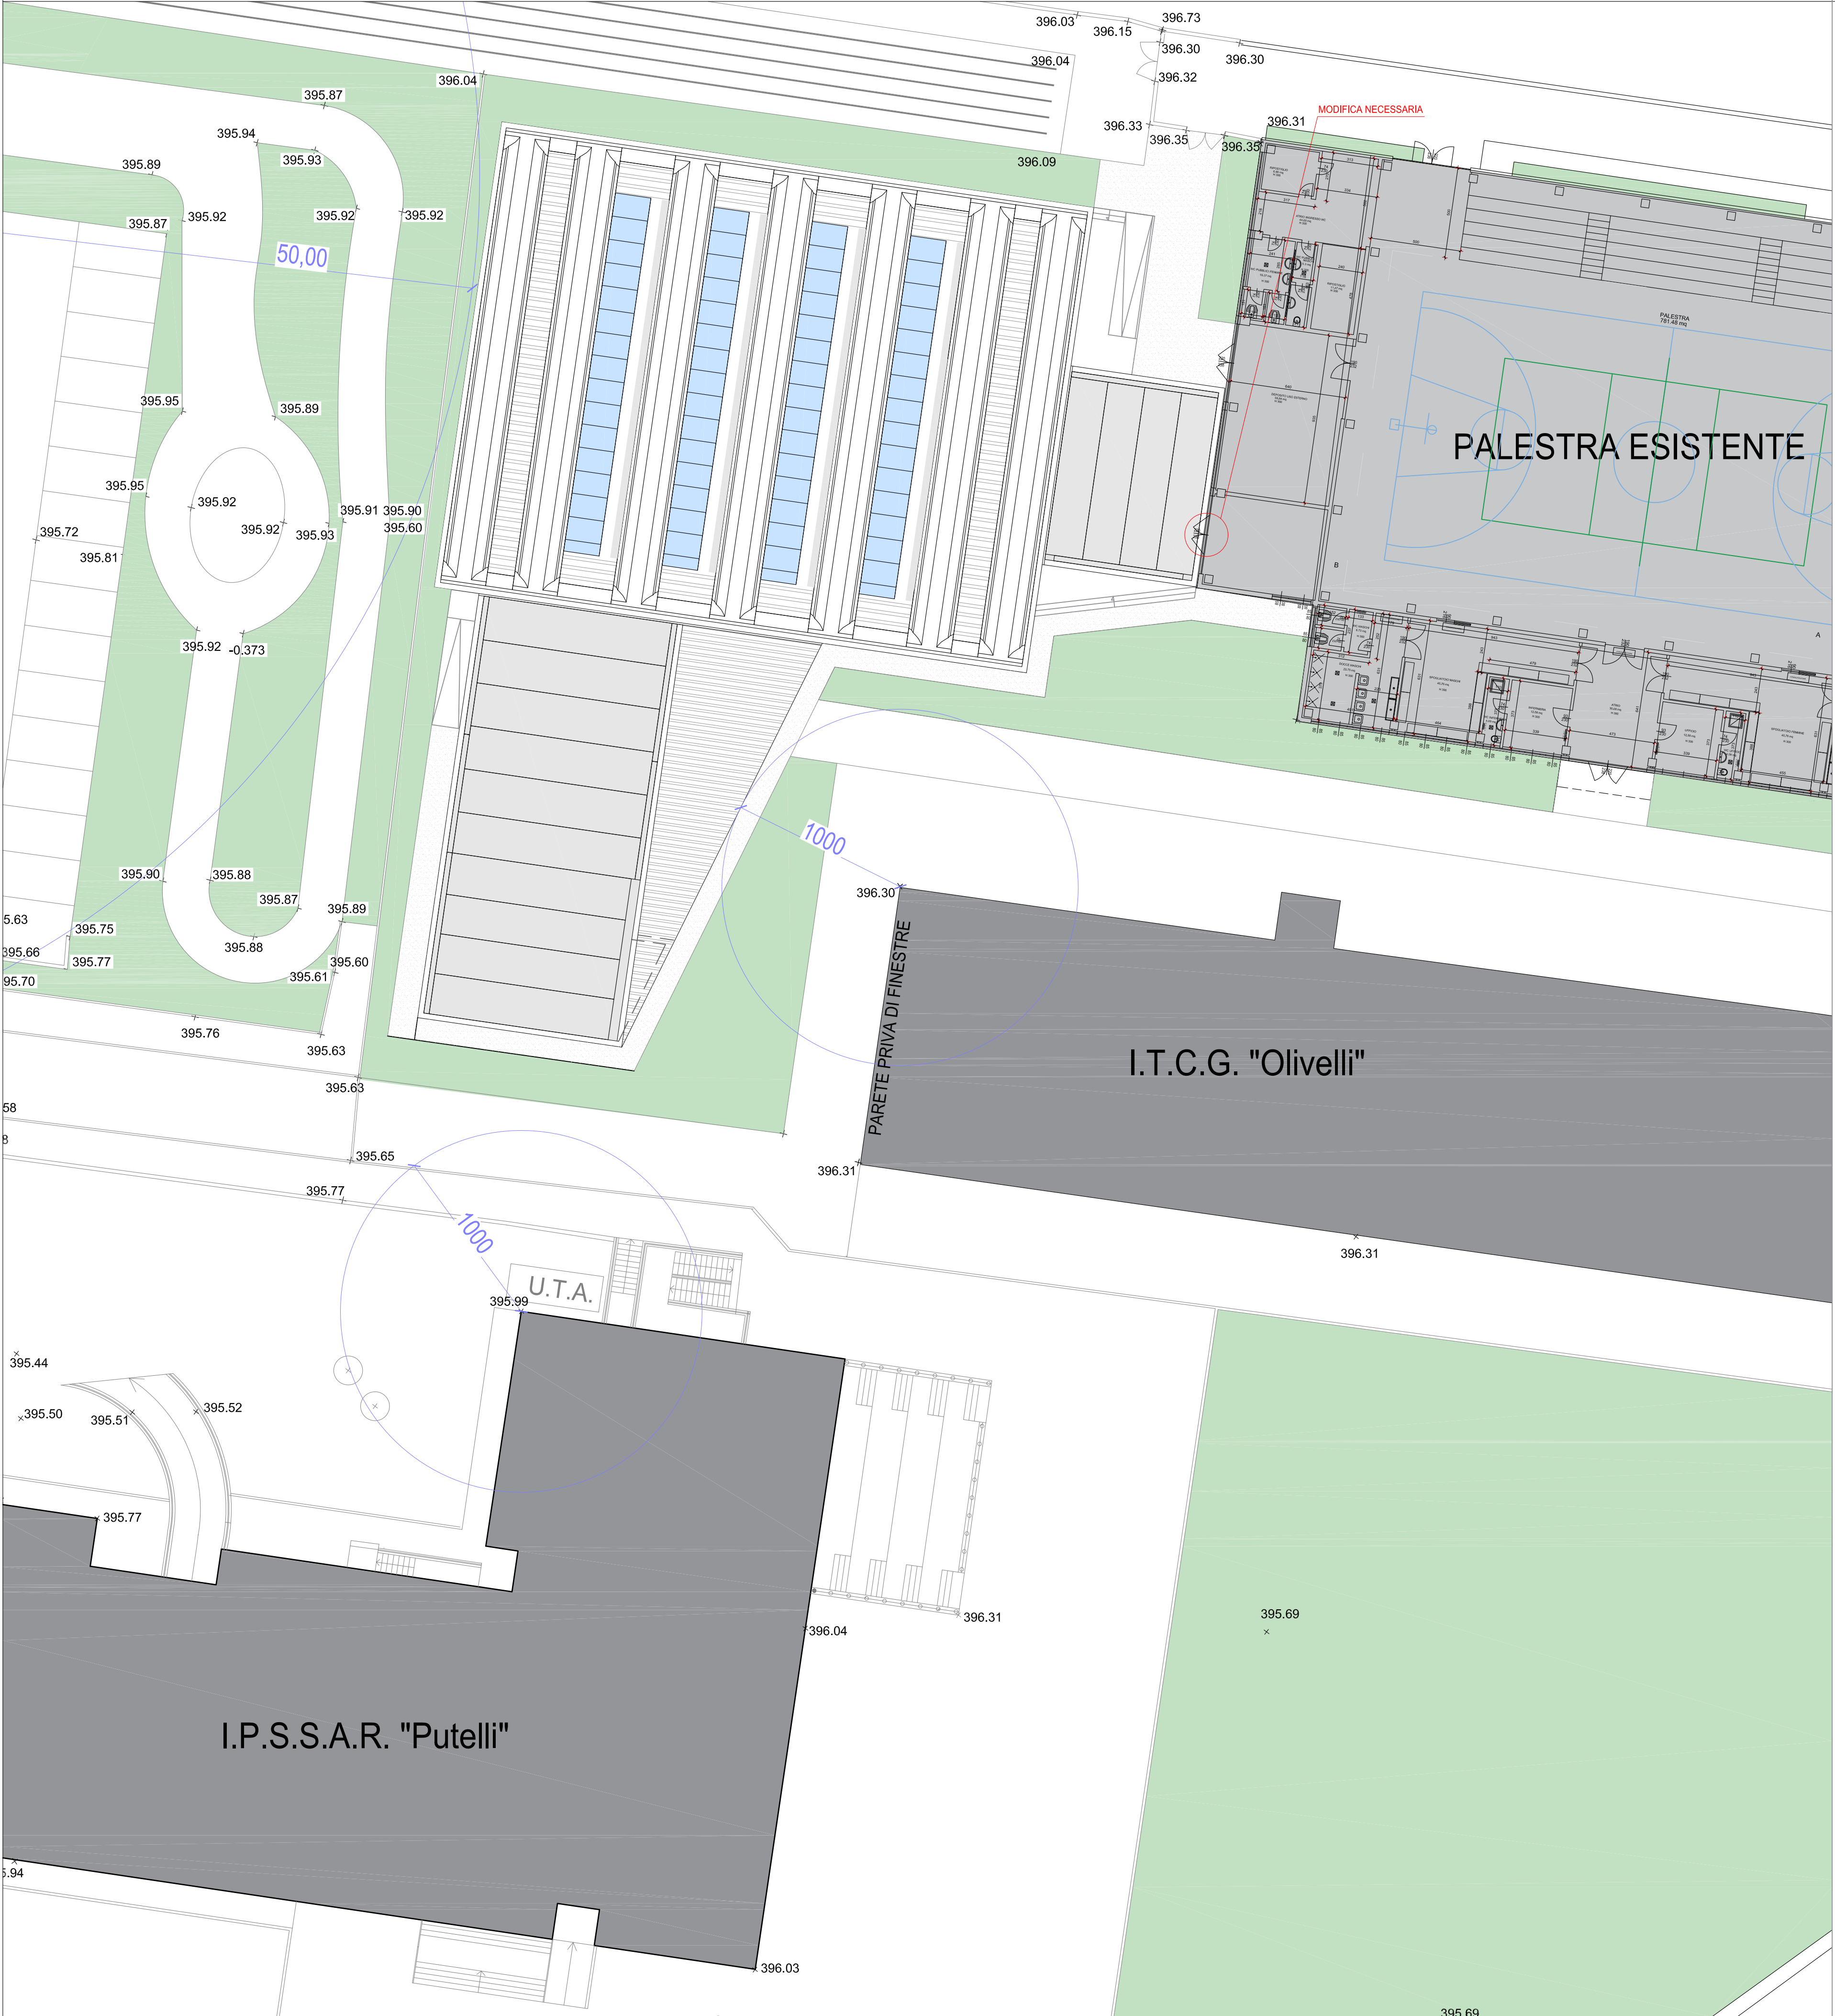

PROSPETTI DI PROGETTO - SCALA 1:100

PROSPETTO SUD-EST



PROSPETTO NORD-EST



PROSPETTO SUD.OVEST



PROSPETTO NORD-OVEST



Provincia di Brescia

Settore EDILIZIA SCOLASTICA E DIREZIONALE - UFFICIO ENERGIA
Ufficio Progettazione Edilizia Scolastica e Direzione dei Lavori

Edificio scolastico:
I.I.S. "OLIVELLI-PUTELLI"

Ubicazione:
Comune di Darfo Boario Terme

Intervento:
REALIZZAZIONE NUOVA PALESTRA

 **Finanziato
dall'Unione europea**
NextGenerationEU

Oggetto:
**Stato di progetto: pianta della copertura -
prospetti di progetto**

Scala: 1:200 - 1:100	Numero: D.T.150.6	Fase/Pratica Edilizia:
Il Direttore del Settore Edilizia Scolastica e Direzionale - Ufficio Energia: Dott. Arch. Giovan Maria Mazzoli		
R.U.P.: Arch. Daniela Massarelli	Progettista Architettonico e Coordinatore Sicurezza Progettazione e Esecuzione: Arch. Luca Bruno Gobbetti Via Cappellini, 12 Breno (Bs)	Direttore Lavori:
Progettista degli impianti e progettazione antincendio: Ing. Maria Rosaria Accotto Via Della Noce, 47 Brescia (BS)	Progettista Strutture e invarianza idraulica: Ing. Marco Zanuso Pass. B. Disertori, 36 38122 Trento (TN)	Progettazione Acustica: Ing. Robis Camata Via Garda, 11/2 San Donà Piave (VE)
Nome File: 111_PALESTRA_OLIVELLI-PUTELLI	Redatto da: Arch. Luca Bruno Gobbetti	Verificato da:
Data: MAGGIO 2023	Data e Numero Revisione: 0	

AREA
TECNICA

**PROVINCIA
DI BRESCIA**

PROGETTO DEFINITIVO